


[illegible]

訂正		TAKASHI HARAI ARCHITECTS 株式会社原井隆建築設計事務所 一級建築士事務所 広島県知事登録 23(1)第5582号 一級建築士 登録 第320892号 原井 隆	検 図	製 図	工事名称	図面名称	図面番号
					学びの多様化学校改修工事	特記仕様書（一般共通事項）	E-01
						A3特：N.S.	区分

改修前

凡例		
	埋込スイッチ 1P15Ax3	新金プレート共
	埋込スイッチ 1P15Ax2+3W15Ax1	新金プレート共
	埋込スイッチ 3W15Ax1	新金プレート共
	埋込コンセント 2P15Ax2	新金プレート共
	埋込コンセント 2P15A/20A接地端子付 (200V)	新金プレート共
	天井コンセント(換気扇用) 2P15Ax1	樹脂プレート共
	アッテネーター	新金プレート共
	時計付スピーカー	
	電話機形インターホン	
	差動式スポット型感知器	
	空調用リモコン (機械設備)	
	扇風機用調節器	
	扇風機	
	VVF1.6-2C	天井ころがし
	VVF1.6-3C	天井ころがし
	VVF1.6-2C x 2	天井ころがし
	IV2.0 x 2	(16)
	IV1.6 (数字は電線数を示す)	2~4 (16) 5~7 (22)
	メタルモール (MM1-A)	露出配管
	天井点検口	
	撤去を示す	
	取外しを示す	


照明器具				
a		FL40-1	直付型	
d		FL40-5	埋込型	

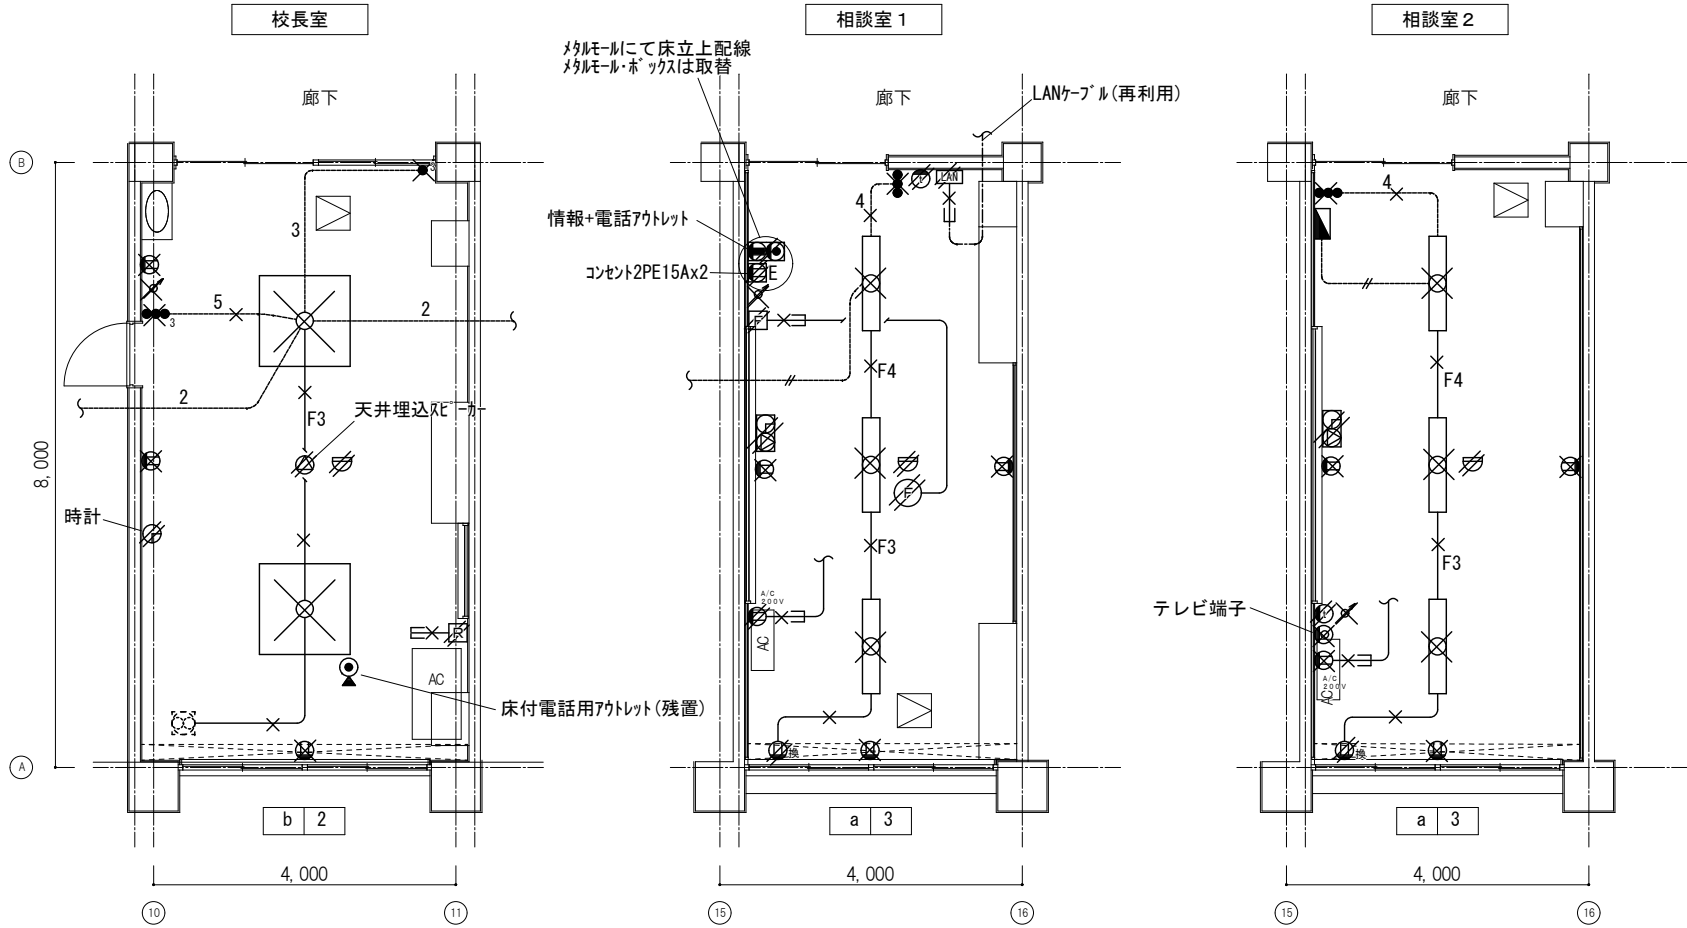

改修後

凡例		
	埋込スイッチ 3W15Ax1+1P15Ax1+1P15APL付	新金プレート共
	埋込スイッチ 3W15Ax1	新金プレート共
	埋込スイッチ 1P15APL付x1	
	調光器 (KOIZUMI: AE67547E)	露出ボックス専用プレート共
	埋込コンセント 2P15Ax2	新金プレート共
	埋込コンセント 2P15A/20A接地端子付 (200V)	露出ボックス・新金プレート共
	天井コンセント(換気扇用) 2P15Ax1	樹脂プレート共
	カバープレート	新金プレート共
	アッテネーター	新金プレート共
	時計付スピーカー	
	電話機形インターホン	
	差動式スポット型感知器	
	空調用リモコン (機械設備)	
	扇風機用調節器	
	扇風機	
	EM-EEF1.6-3C	天井ころがし
	EM-IE1.6 (数字は電線数を示す)	既設配管
	メタルモール (MM1-A)	露出配管
	接続ボックス OB. 120□ x 44	
	既設天井点検口	
	新設天井点検口	
	再取付を示す	
	既設を示す	


照明器具				
a		40形LEDスポットライト	直付型	普通教室器具再取付
D1		LEDスポットライト	φ75	KOIZUMI: AD1250W99

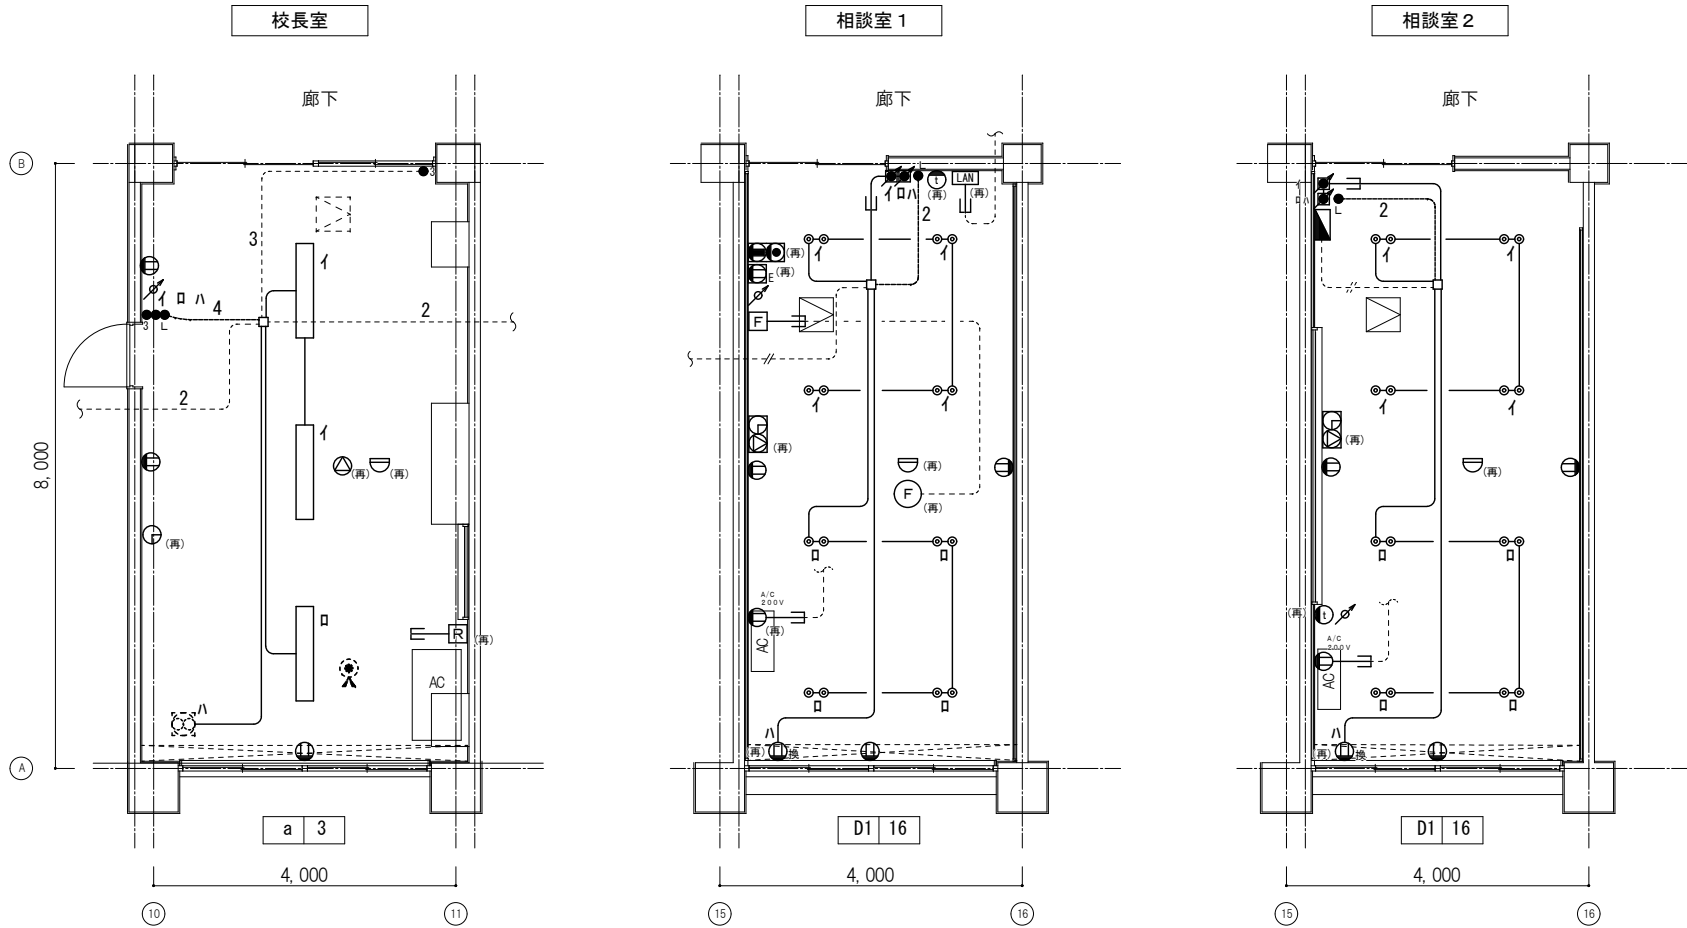

改修前

凡例		
	埋込スイッチ 1P15Ax5	新金プレート共
	埋込コンセント 2P15Ax2	新金プレート共
	天井コンセント 2P15Ax1	新金プレート共
	天井コンセント(換気扇用) 2P15Ax1	樹脂プレート共
	フロアコンセント	
	カバープレート	新金プレート共
	T V 端子 壁面／天井面	新金プレート共
	アッテネーター	新金プレート共
	時計付スピーカー	
	電話機形インターホン	
	差動式スポット型感知器	
	空調用リモコン (機械設備)	
	扇風機用調節器	
	扇風機	
	VVFI. 6-2C	天井ころがし
	IV2. 0×2	(16)
	IV1. 6×6	(22)
	メタルモール (MM1-A)	露出配管
	VE16	露出配管
	ブルボックス 150×150×100	
	天井点検口	
	撤去を示す	
	取外しを示す	

照明器具				
a		40形LEDﾊﾞｰｽﾀｲﾄ	直付型	W230
b		FL40-1	埋込型	黒板灯

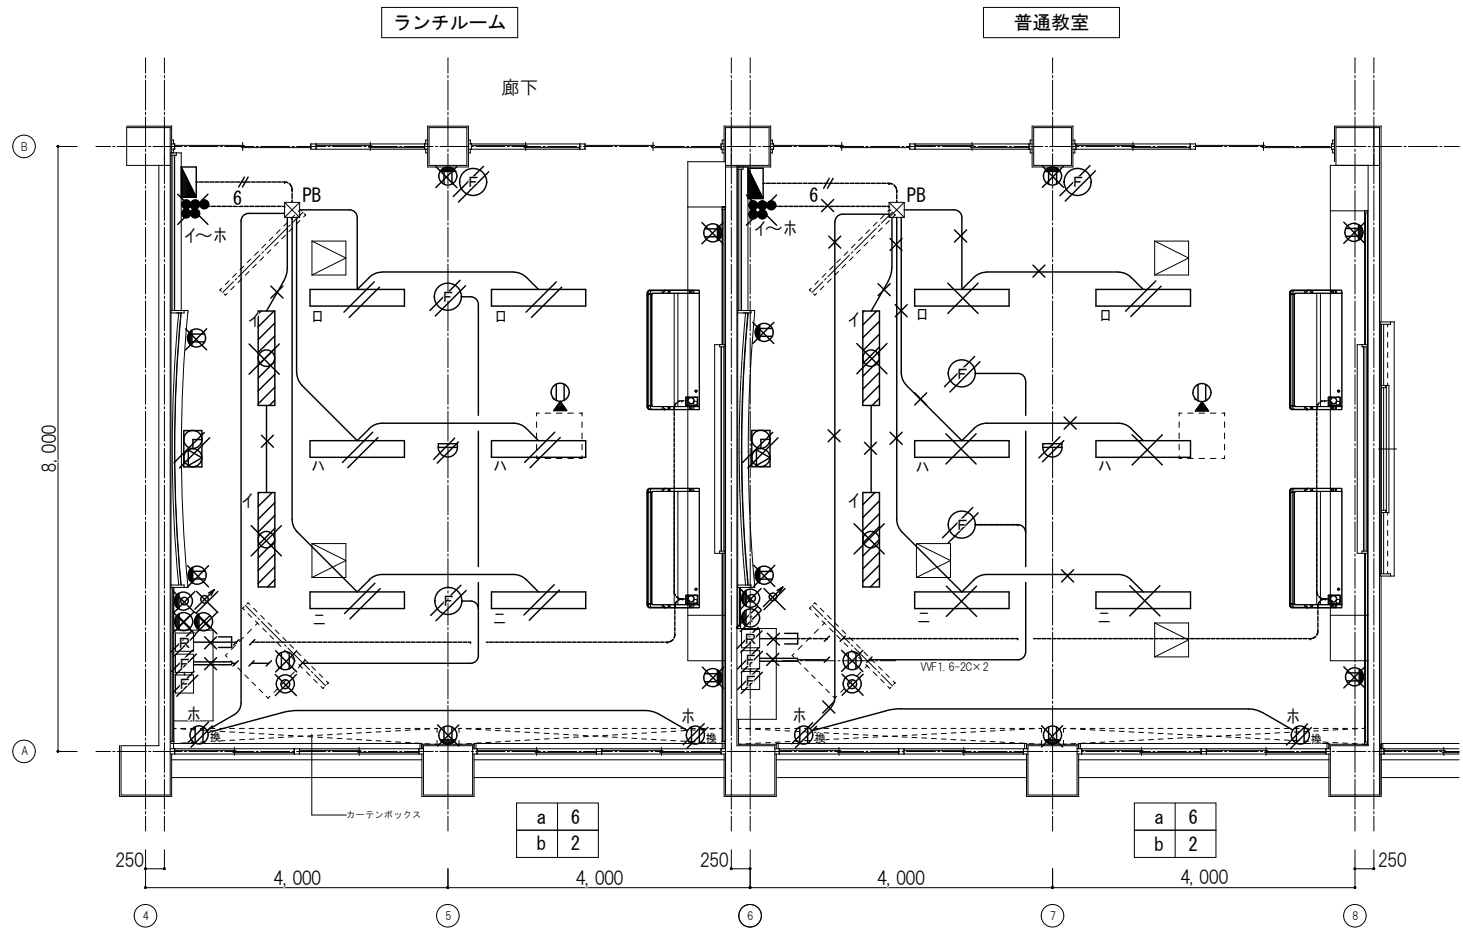


※普通教室は3部屋とする。
普通教室既設LED照明器具のうち3台を校長室で再利用

改修後

凡例		
	埋込スイッチ 1P15Ax3+1P15APL付	新金プレート共
	埋込スイッチ 1P15Ax4+1P15APL付	新金プレート共
	埋込コンセント 2P15Ax2	新金プレート共
	天井コンセント(換気扇用) 2P15Ax1	樹脂プレート共
	カバープレート	新金プレート共
	アッテネーター	新金プレート共
	時計付スピーカー	
	電話機形インターホン	
	差動式スポット型感知器	
	空調用リモコン (機械設備)	
	扇風機用調節器	
	扇風機	
	EM-EEFI. 6-3C	天井ころがし
	EM-IEI. 6 (数字は電線数を示す)	既設配管
	メタルモール (MM1-A)	露出配管
	ブルボックス 150×150×100 (既設)	
	新設天井点検口	
	再取付を示す	
	既設を示す	


照明器具				
a		40形LEDﾊﾞｰｽﾀｲﾄ	直付型	既設再取付
Sa		LEDﾊﾞｰｽﾀｲﾄ	直付型	K01ZUM1:XH55278

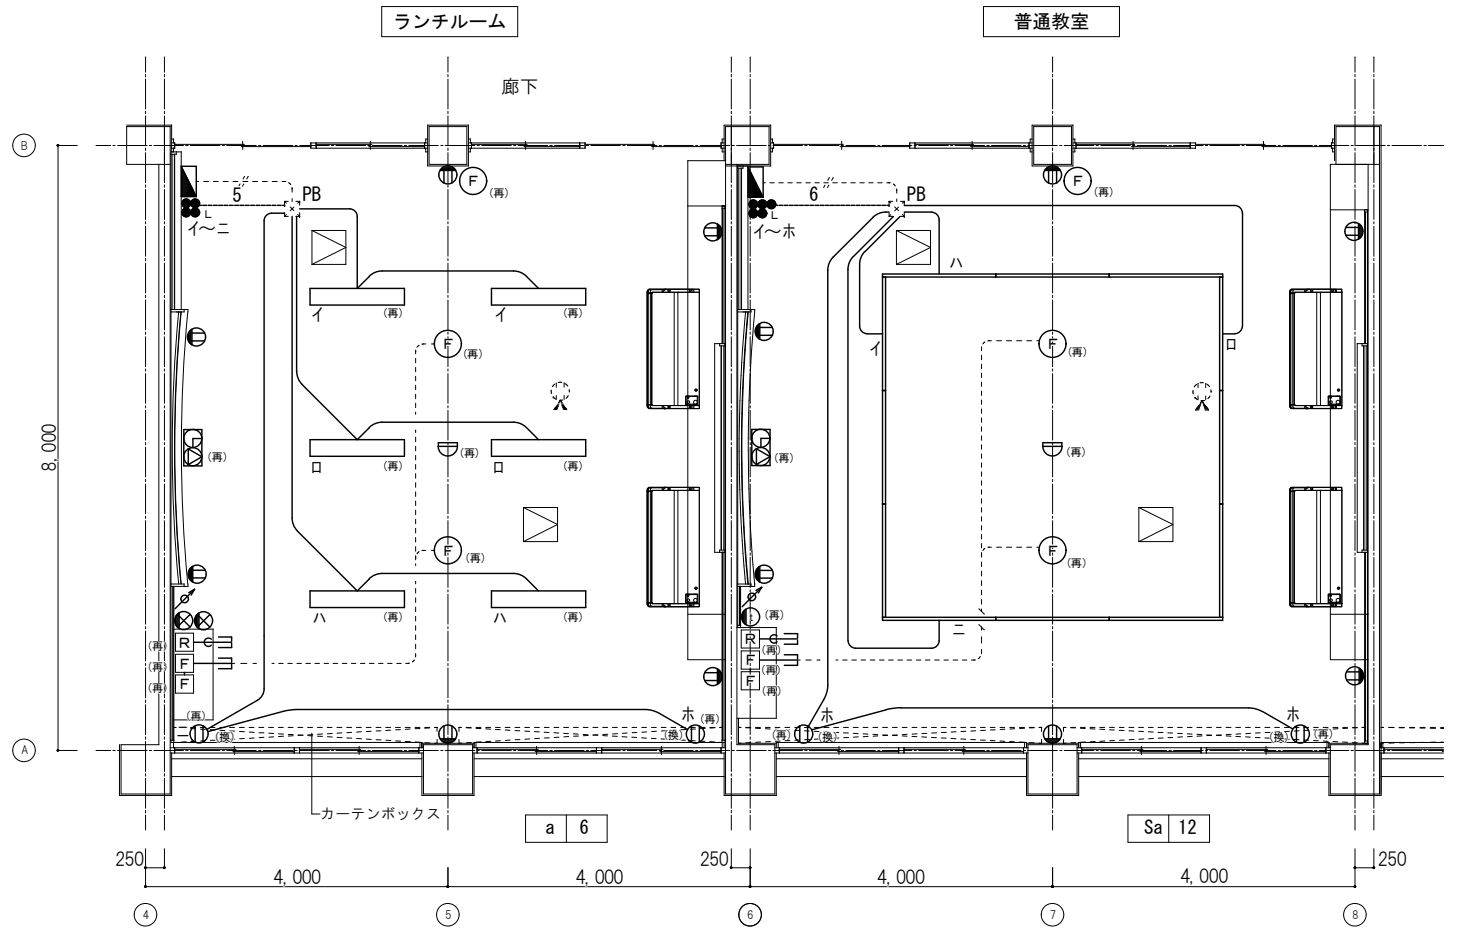

改修前

凡例		
	埋込スイッチ 1P15Ax4	新金プレート共
	埋込コンセント 2P15Ax2	新金プレート共
	T V端子	新金プレート共
	アッテネーター	新金プレート共
	時計付スピーカー	
	差動式スポット型感知器	
	扇風機用調節器	
	扇風機	
	VVf1.6-2C	天井ころがし
	IV2.0×2	(16)
	IV1.6×5	(22)
	メタルモール (MM1-A)	露出配管
	VE16	露出配管
	ブルボックス 150×150×100	
	天井点検口	
	撤去を示す	
	取外しを示す	


照明器具				
a		40形LEDﾊﾞｰｽﾗｲﾄ	直付型	W230
c		FL40-1	埋込型	








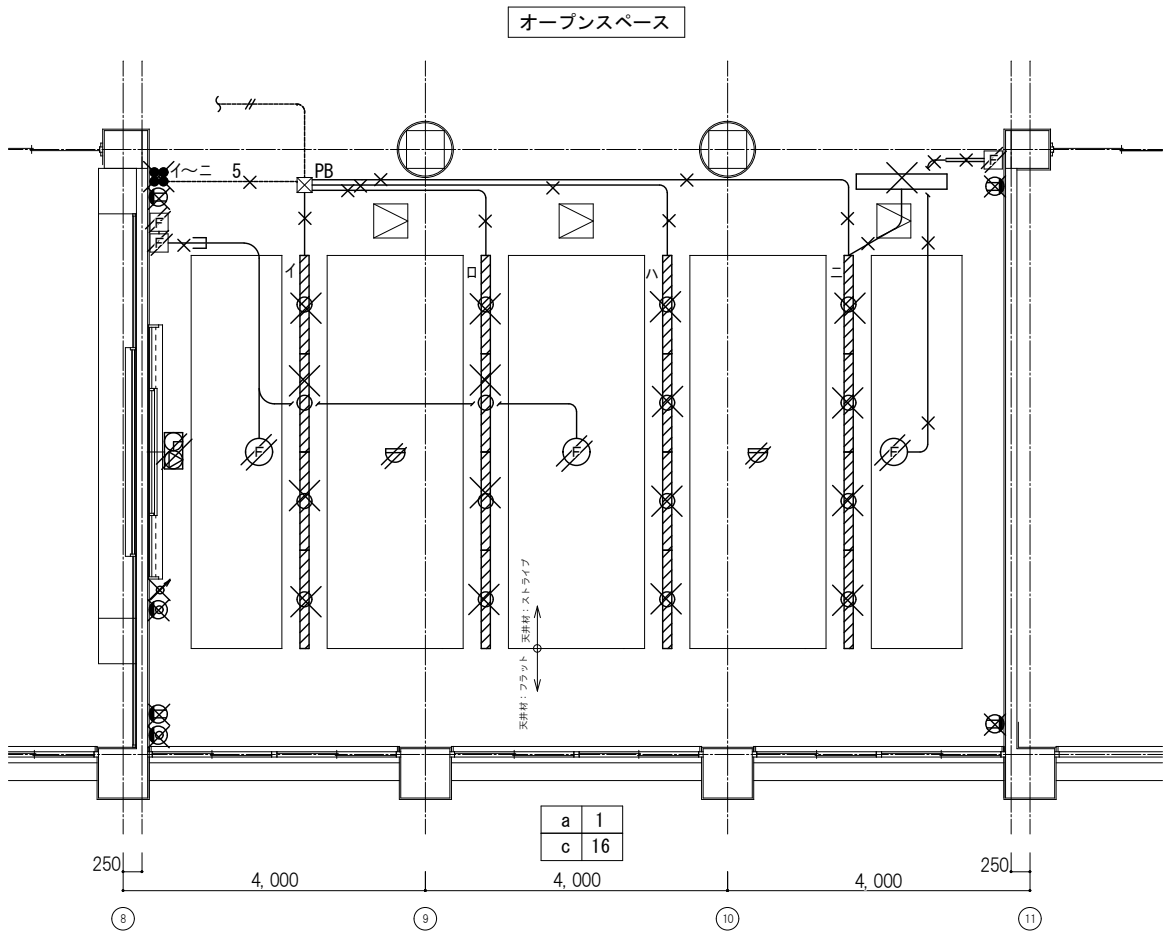


改修後


凡例		
	埋込スイッチ 1P15Ax6	新金プレート共
	埋込コンセント 2P15Ax2	新金プレート共
	アッテネーター	新金プレート共
	時計付スピーカー	
	差動式スポット型感知器	
	空調用リモコン (機械設備)	
	扇風機用調節器	
	扇風機	
	EM-EEF1.6-2C	天井ころがし
	EM-EEF1.6-3C	天井ころがし
	EM-IE1.6×7	既設配管
	ライティングダクト	天井直付
	メタルモール (MM1-A)	露出配管
	ブルボックス 150×150×100 (既設)	
	既設天井点検口	
	再取付を示す	
	既設を示す	

照明器具				
SP		LEDｽﾎﾟｯﾄﾗｲﾄ	ﾌﾞﾗｸﾞ 用	K01ZUM1:AS51456
Sc		LEDﾊﾞｰｽﾗｲﾄ	ﾌﾞﾗｸﾞ 用	K01ZUM1:XH58225

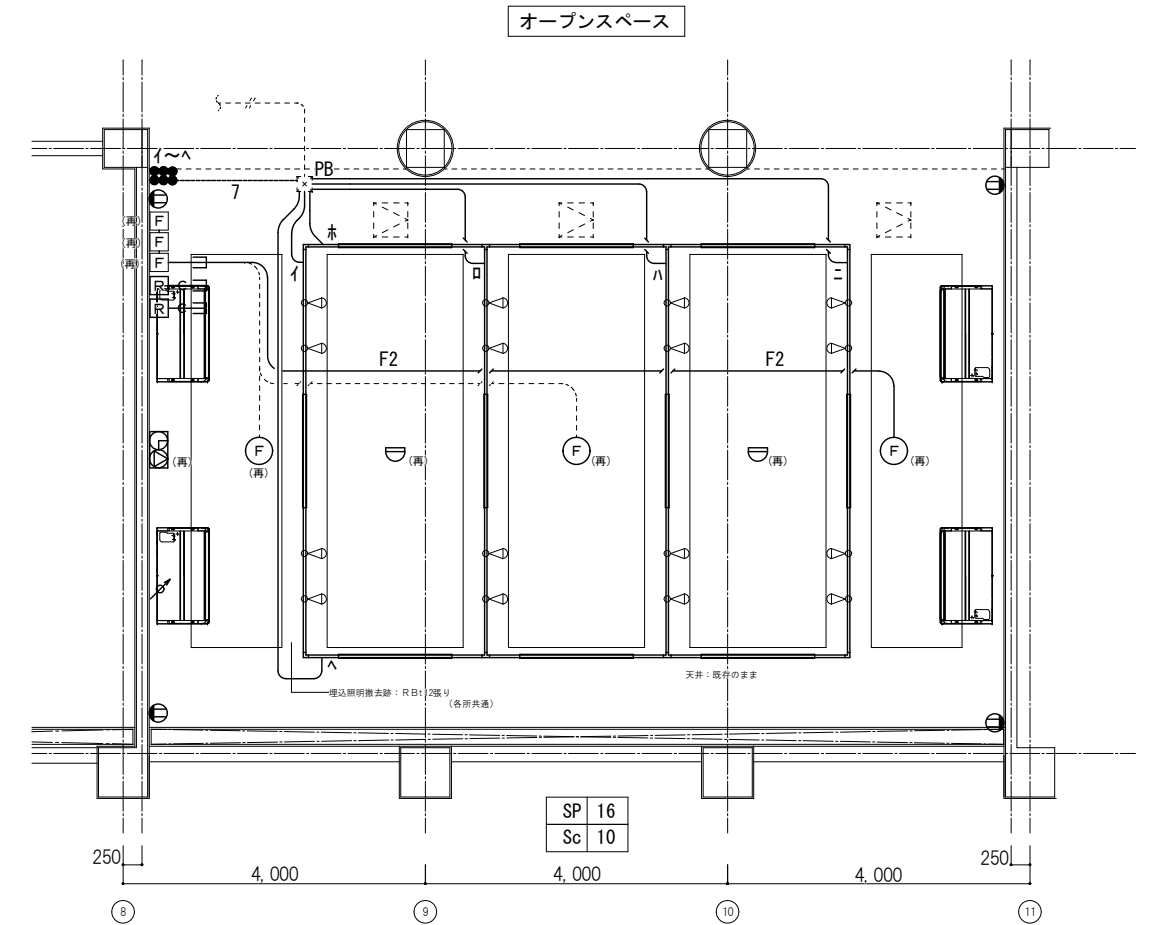

 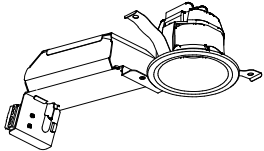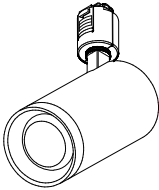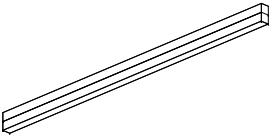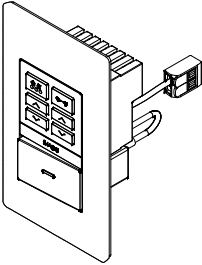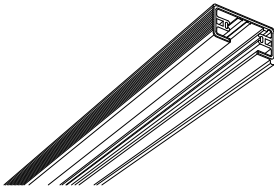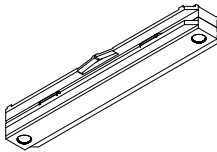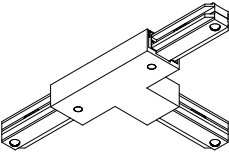D1	ダウンライト	SP	スポットライト	Sa	ベースライト	Sc	ベースライト		調光器			
◎	LED 24.5W / 3500K	◡	LED 8W / 3500K	—	LED 31.9W / 5000K	—	LED 23.3W / 3500K	調光調色 コトビロ-ラ+1	/			
x 32		x 16		x 36		x 10		x 4				
 高気密SBダウンライト AD1250W99 LED 白熱球100W相当 本体：アルミダイカスト・パウダリーホワイト塗装 消費電力：8.1W 定格光束：580lm 色温度：2700K 3500K 5000K 出幅-3mm 器具幅-φ85mm 重-0.5kg 埋込穴径-φ75mm 埋込高-65mm 取付必要高-80mm Fit調色・光色切替 Fit調色・光色切替												
 スポットライト ASS1456 LED 白熱球100W相当 本体：アルミダイカスト・マットファインホワイト塗装 消費電力：8W 定格光束：700lm 色温度：3500K 器具高-175mm 重-0.5kg 位相調光 位相調光												
 ベースライト XH55278 LED 本体：アルミ・白色塗装 セード：ポリカーボネート・乳白色 消費電力：31.9W 定格光束：5325lm 色温度：5000K 器具高-80mm 全長-1500mm 器具幅-40mm 重-1.4kg DALI PWM調光 DALI PWM調光												
 ベースライト AH58225 LED 本体：アルミ・白色塗装 セード：ポリカーボネート・乳白色 消費電力：23.3W 定格光束：3310lm 色温度：3500K 器具高-50mm 全長-1500mm 器具幅-25mm 重-0.9kg 位相調光 位相調光												
 ライトコントローラ AES7547E 本体：プラスチック・白色 器具高-120mm 出幅-10mm 器具幅-70mm 重-0.2kg 本体：アルミダイカスト・マットファインホワイト塗装												
	ライティングダクト		ライティングダクト用部品									
	/		/									
x 14		x 4		x 4		x 4						
 ライティングダクト WE0213 本体：アルミ・ホワイトN93塗装 器具高-19mm 器具幅-33mm 重-1.7kg												
 ジョイナーS WE0233 本体：プラスチック・白色 器具高-15mm 器具幅-140×24mm 重-0.1kg												
 ジョイナーL (右用) WE0234 本体：プラスチック・白色 器具高-20mm 器具幅-127×127mm 重-0.2kg												
 ジョイナーT (右用) WE0235 本体：プラスチック・白色 器具高-20mm 器具幅-127×220mm 重-0.2kg												

訂正		TAKASHI HARAI ARCHITECTS 株式会社原井隆建築設計事務所 一級建築士事務所 広島県知事登録 23(1)第5582号 一級建築士 登録 第320892号 原井 隆	校 図	製 図	工事名称 学びの多様化学校改修工事	図面名称 1階平面図（トイレ改修） 縮尺 A3判：1/250	図面番号 E-06 区分

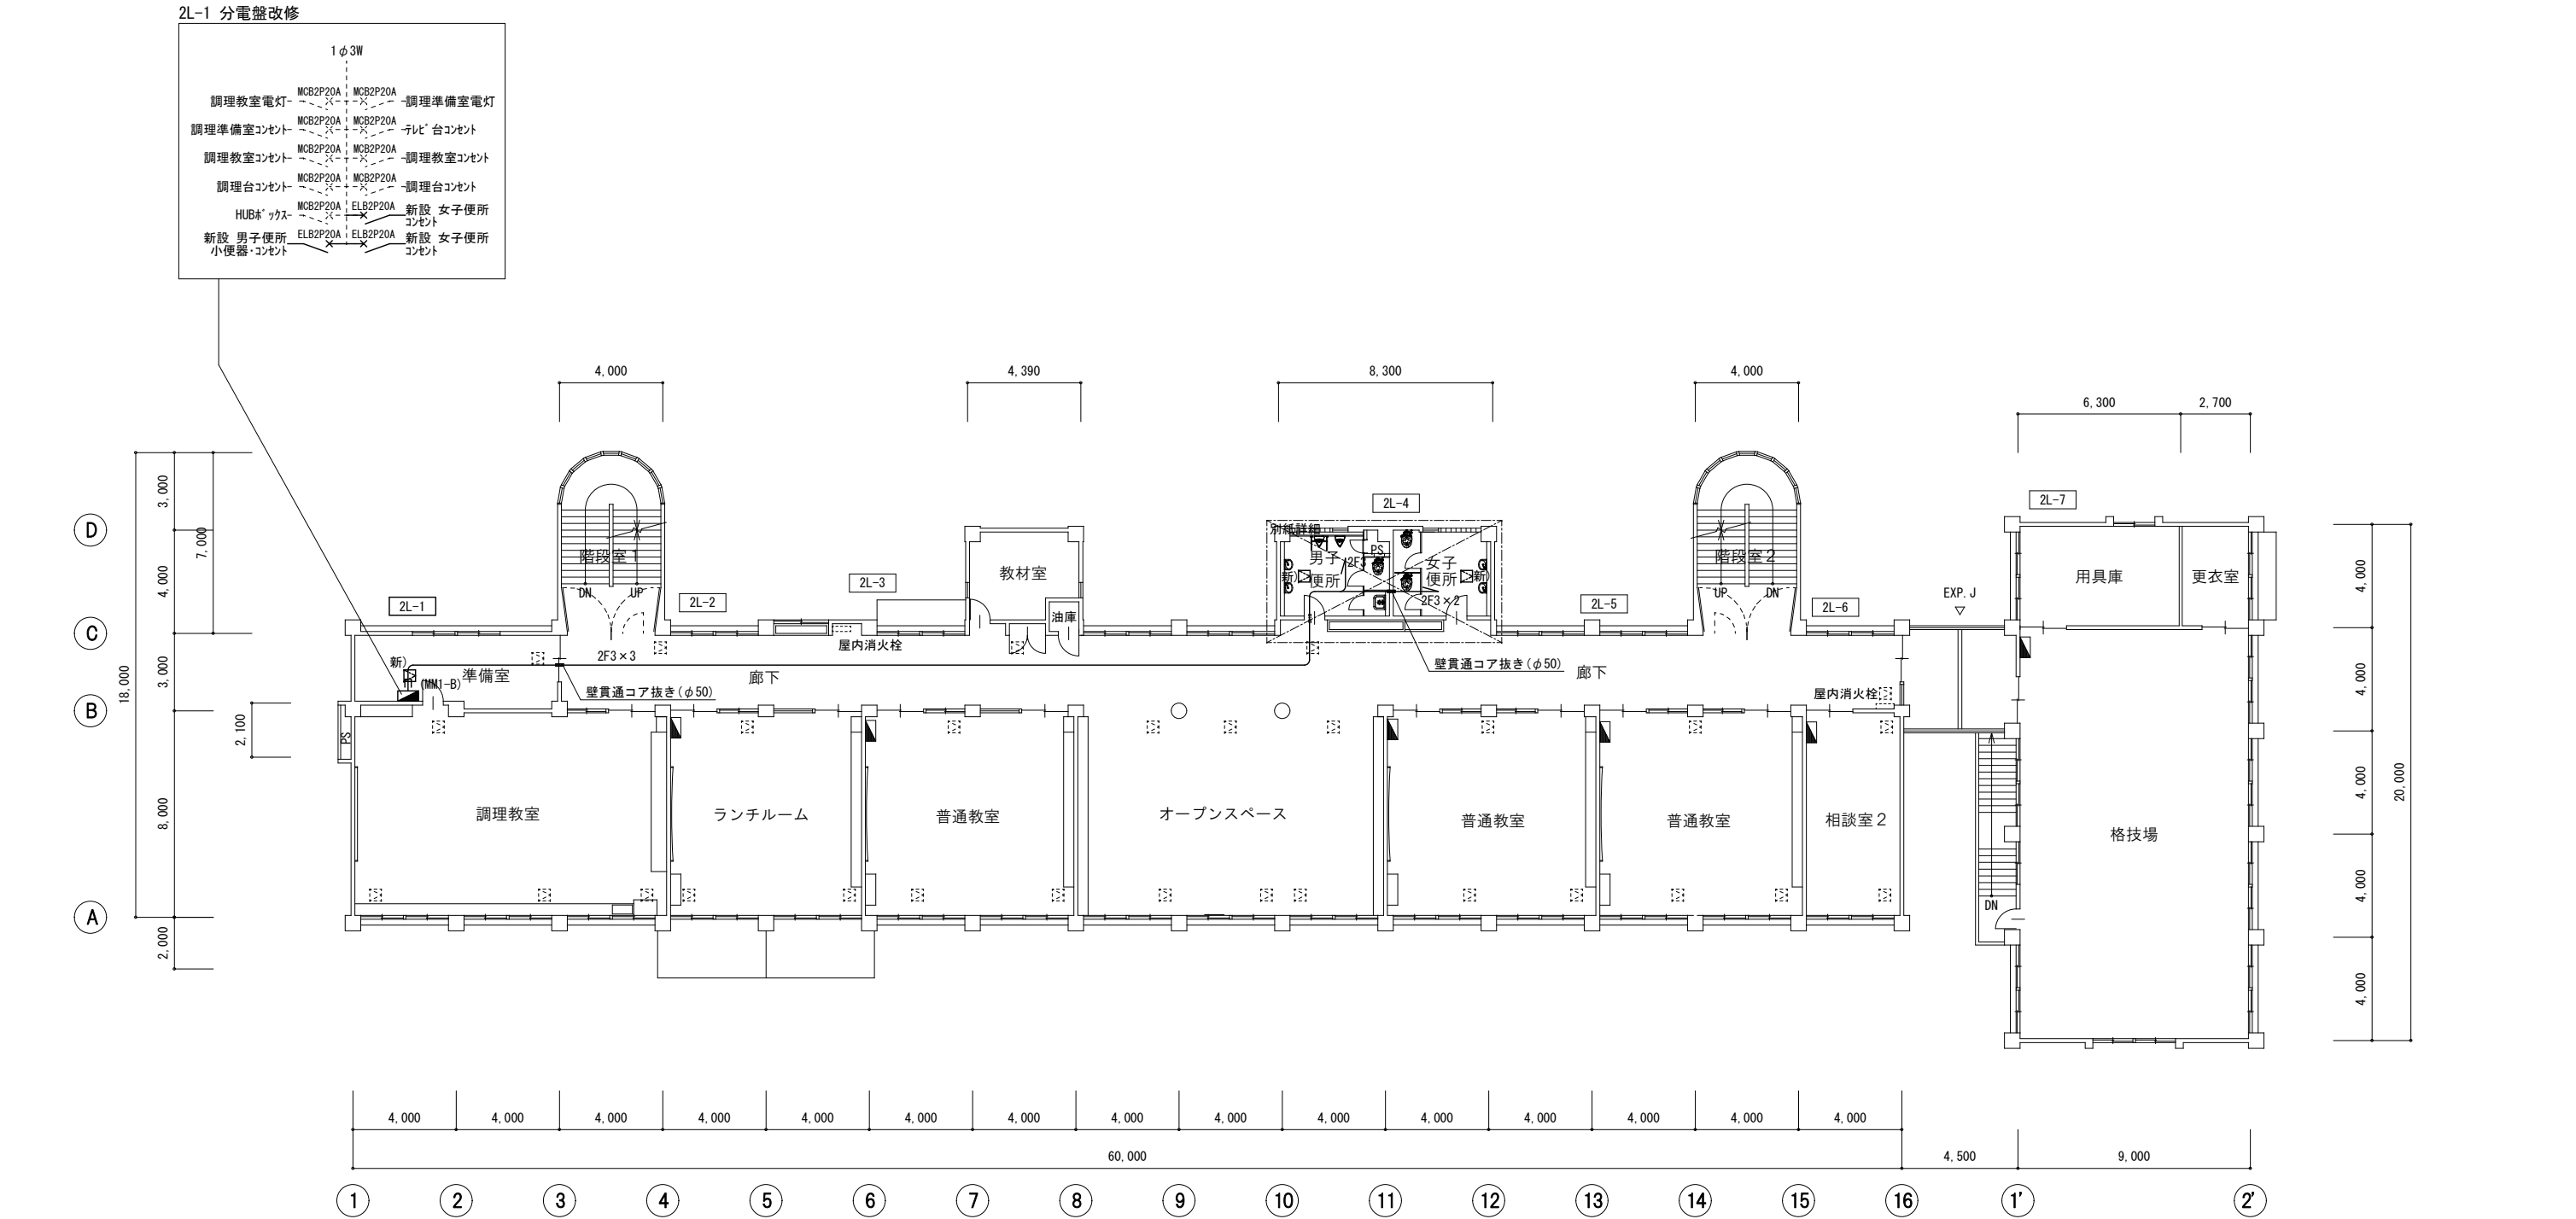


2 階平面図（改修後）

1. 特記なき配管配線は下記による。
- | | | |
|-------|---------------------------|-----------|
| 2F3 | EM-EEF 2. 0-3 C | (天井内ころがし) |
| 2F3×3 | EM-EEF 2. 0-3 C×3 (MM1-B) | |
| 既 | 既設壁貫通を示す。 | |
| 新 | 天井点検口(新設)を示す。(建築工事) | |
| 既 | 天井点検口(既設)を示す。 | |

2. 防火区画を貫通する配線は、国土交通大臣認定工法による防火区画貫通処理を行うこと。

訂正		TAKASHI HARAI ARCHITECTS 株式会社原井隆建築設計事務所 一級建築士事務所 広島県知事登録 23(1)第5582号 一級建築士 登録 第320892号 原井 隆	校 図	製 図	工事名称 学びの多様化学校改修工事	図面名称 2 階平面図（トイレ改修）	図面番号
							E-07
						縮 尺 A3判：1／250	区分

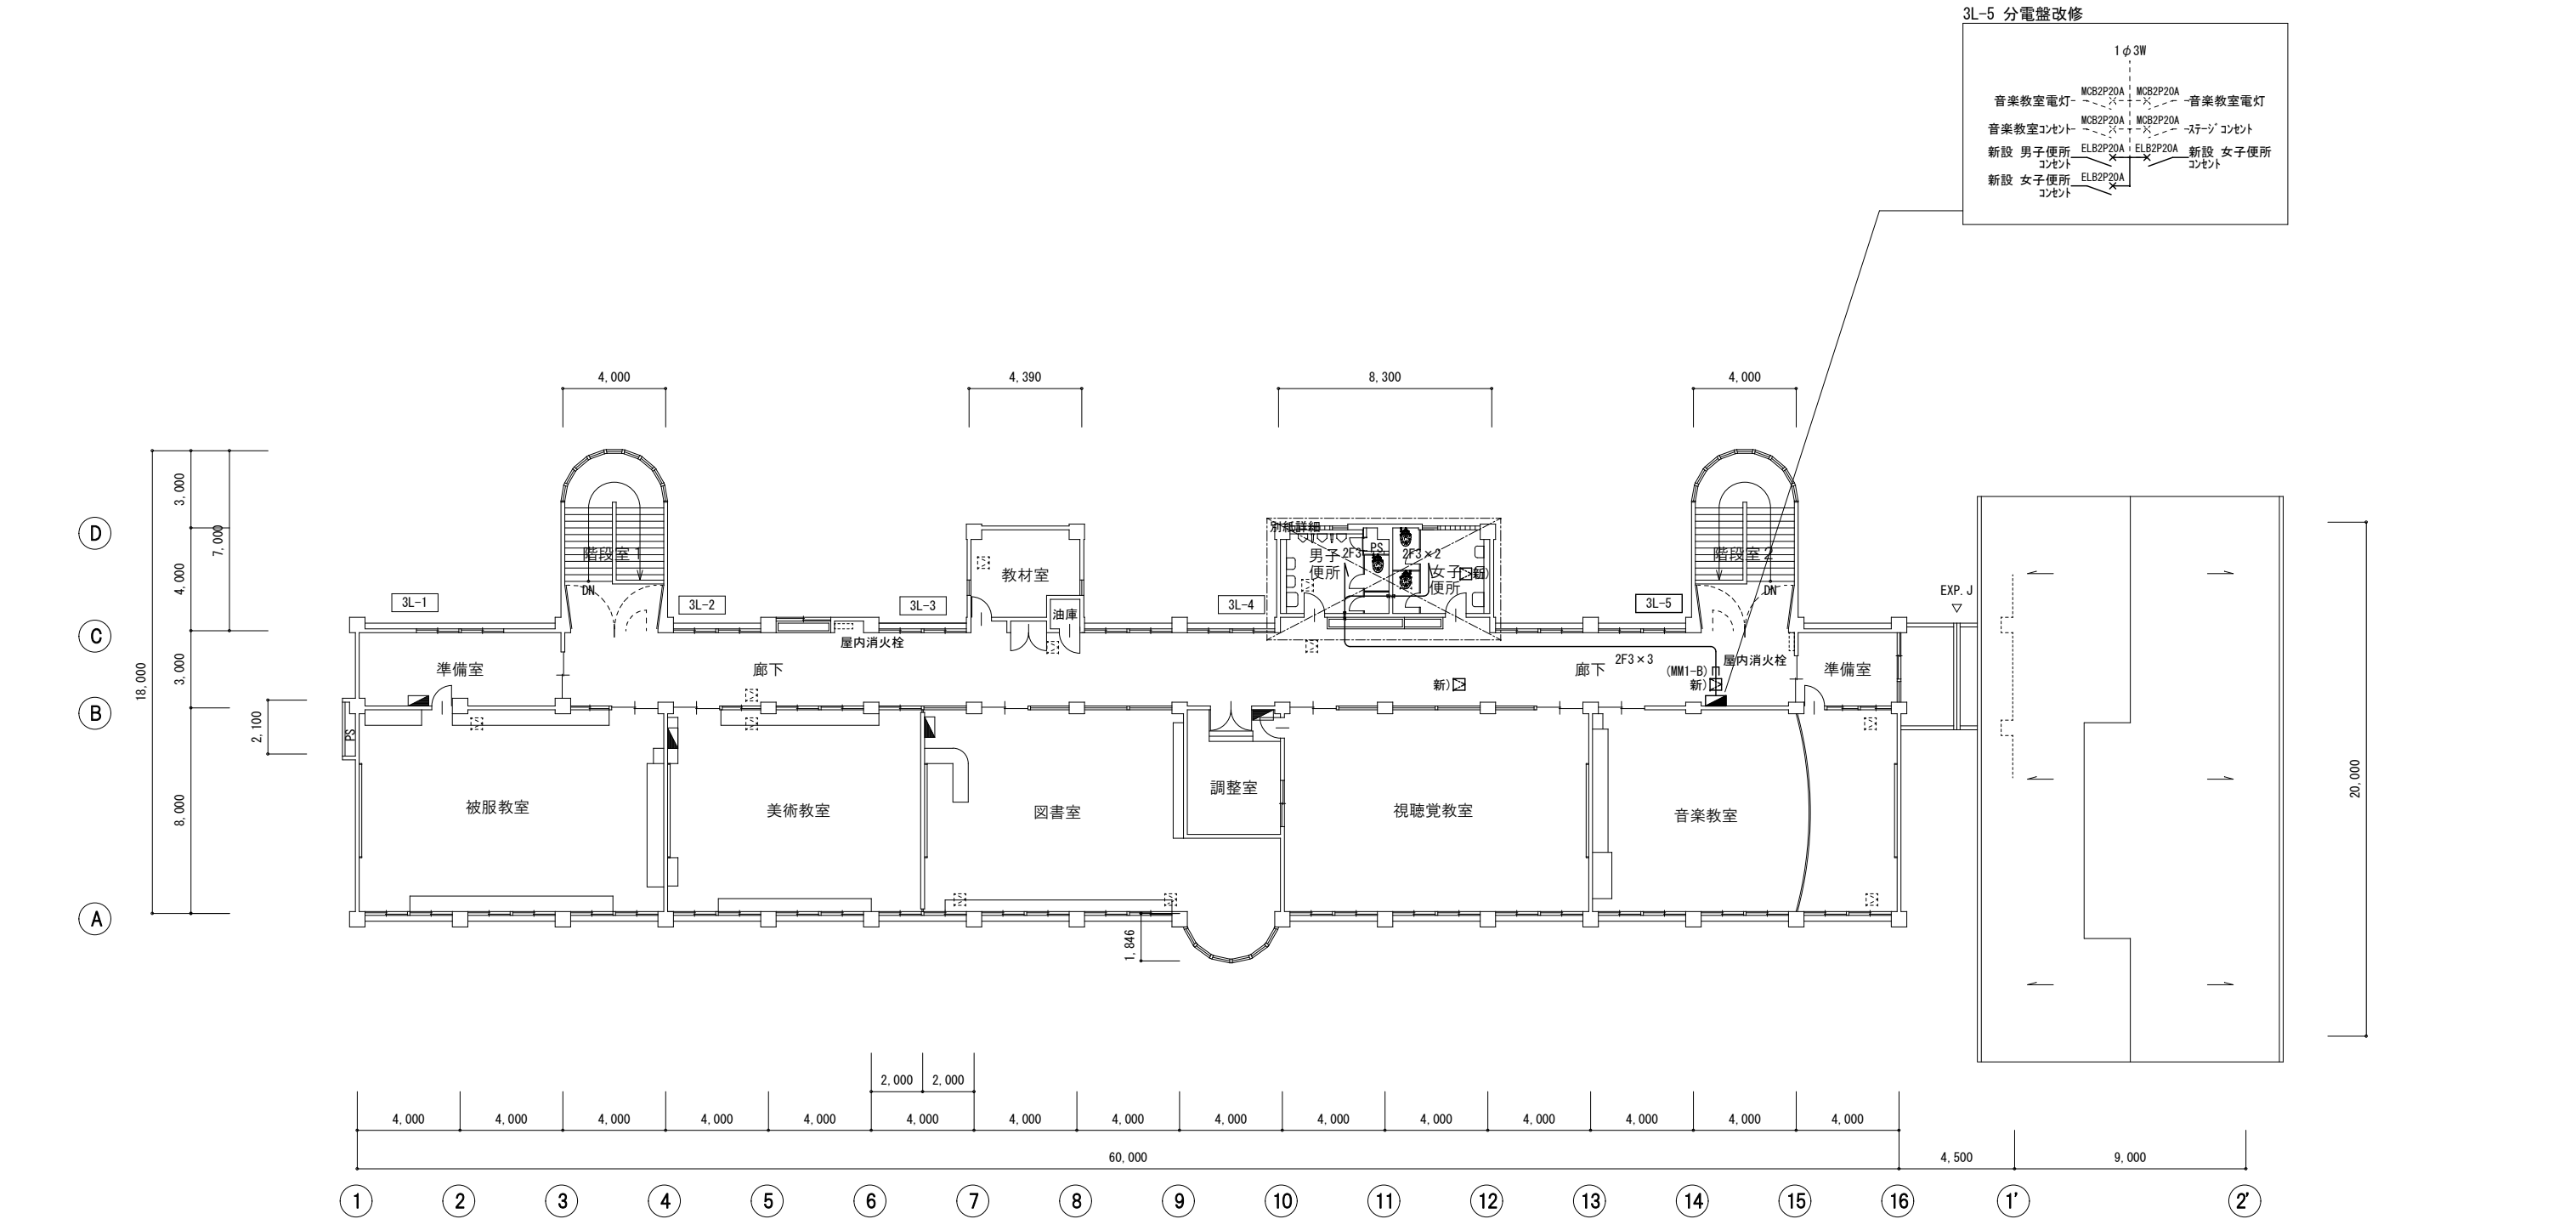


3階平面図（改修後）

1. 特記なき配管配線は下記による。
- | | | |
|-------|---------------------|-----------|
| 2F3 | EM-EEF2.0-3C | (天井内ころがし) |
| 2F3×3 | EM-EEF2.0-3C×3 | (MM1-B) |
| 既 | 既設壁貫通を示す。 | |
| 新 | 天井点検口(新設)を示す。(建築工事) | |
| 既 | 天井点検口(既設)を示す。 | |

2. 防火区画を貫通する配線は、国土交通大臣認定工法による防火区画貫通処理を行うこと。

訂正		TAKASHI HARAI ARCHITECTS 株式会社原井隆建築設計事務所 一級建築士事務所 広島県知事登録 23(1)第5582号 一級建築士 登録 第320892号 原井 隆	校 図	製 図	工事名称 学びの多様化学校改修工事	図面名称 3階平面図（トイレ改修）	図面番号
	E-08						
	図面番号						
						A3判：1／250	区分


照明器具				
	FLR40-1	直付型	W150	2
	FLR20-1	ブラケット		2

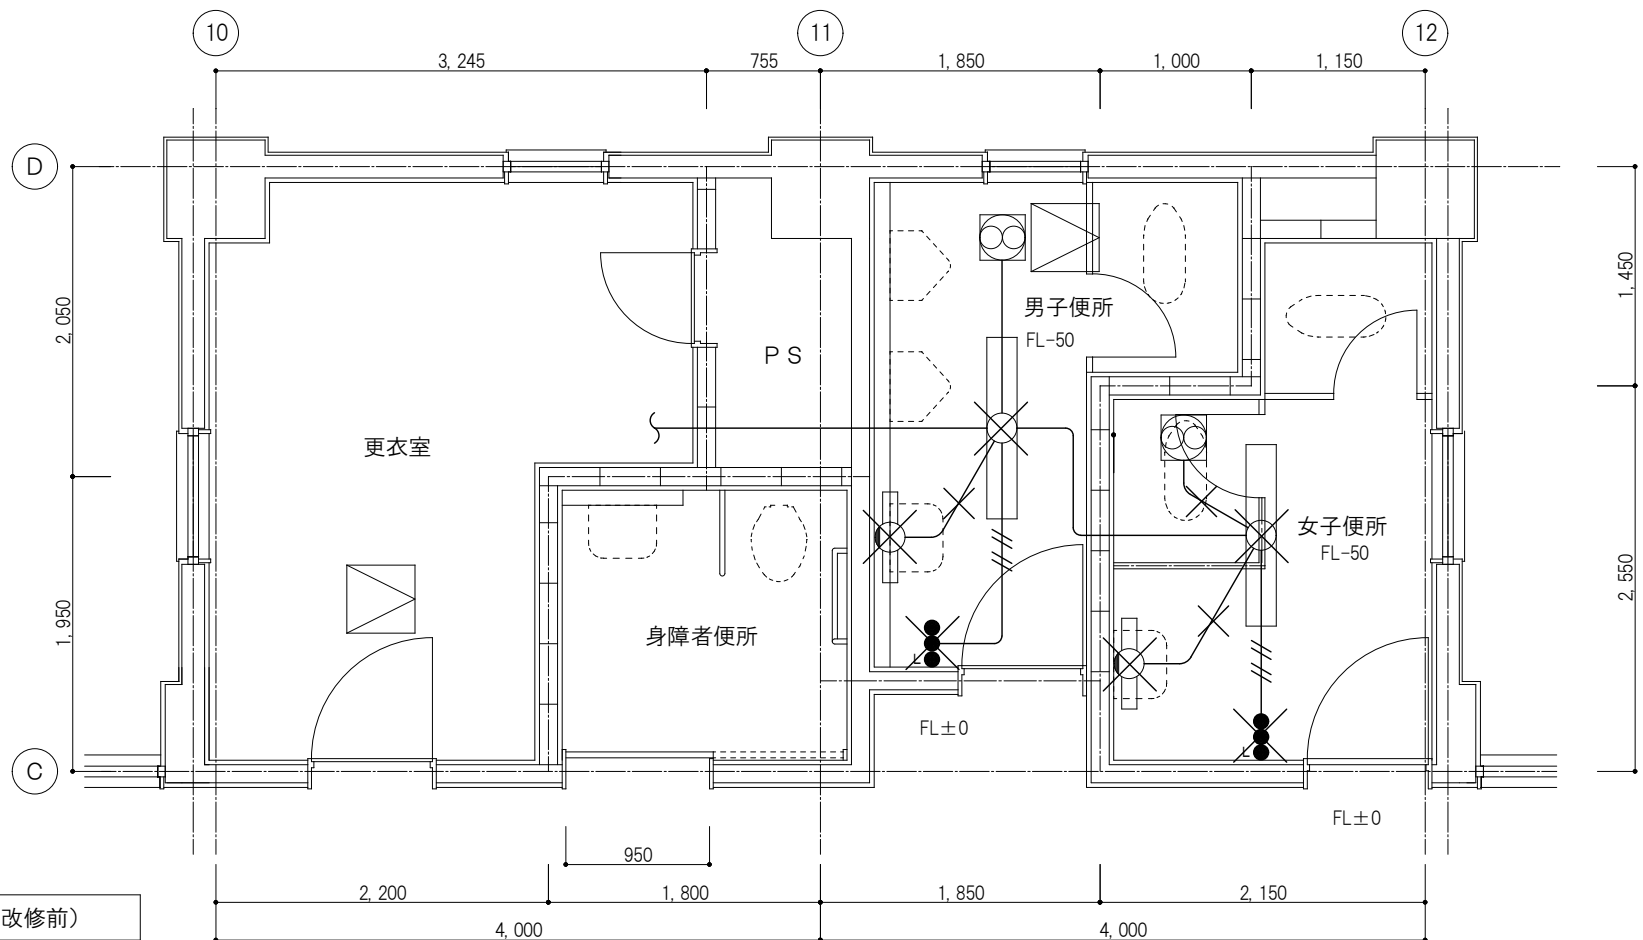

凡例		
	埋込スイッチ 1P15A+1P15APL付 (換気扇用)	新金ﾌﾞﾚｰﾄ共
	埋込コンセント 2P15Ax2 接地極接地端子付 1個用スイッチﾌﾞｯｸｽ共	新金ﾌﾞﾚｰﾄ共
	接続ﾌﾞｯｸｽ 0B. 120口x44	
	ﾒﾀﾙﾓｰﾙ (MM1-1A)	露出配管
	EM-EEF 2.0-3C	天井ころがし
	EM-EEF 1.6-3C	天井ころがし
	換気扇 (機械設備)	
	既設天井点検口	
	新設天井点検口 (建築工事)	
	既設壁貫通スリーブを示す	

- ・防火区画を貫通する配線は、国土交通大臣認定工法による防火区画貫通処理を行うこと。


照明器具				
◎	AD1203W35 相当品	ダウンライト	埋込φ100	9

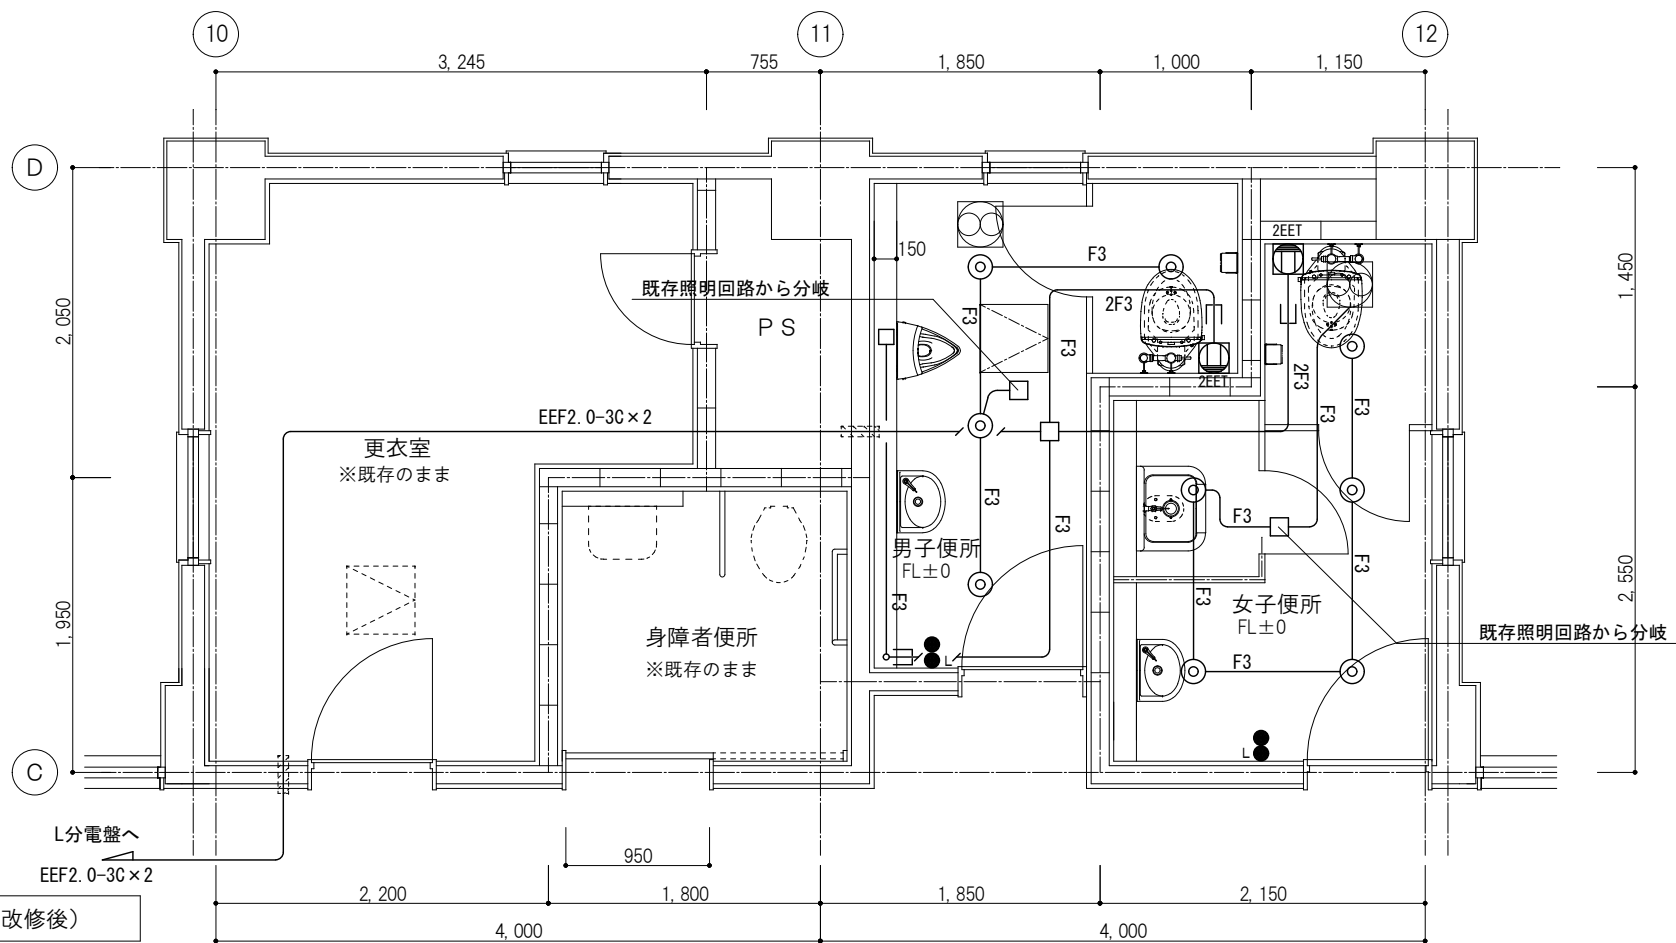

訂正		TAKASHI HARAI ARCHITECTS 株式会社原井隆建築設計事務所 一級建築士事務所 広島県知事登録 23(1)第5582号 一級建築士 登録 第320892号 原井 隆	検 図	製 図	工事名称	図面名称 1 階便所(トイレ改修) 電灯・コンセント設備図	図面番号
				学びの多様化学校改修工事	E-09		
							縮尺 A3判：1/50

凡例			
	埋込スイッチ	1P15Ax2+1P15APL付(換気扇用)	新金ﾌﾟﾚｰﾄ共
	換気扇		
	天井点検口		
	撤去を示す		


照明器具				
	FLR40-1	直付型	W150	2
	FLR20-1	ブラケット		2

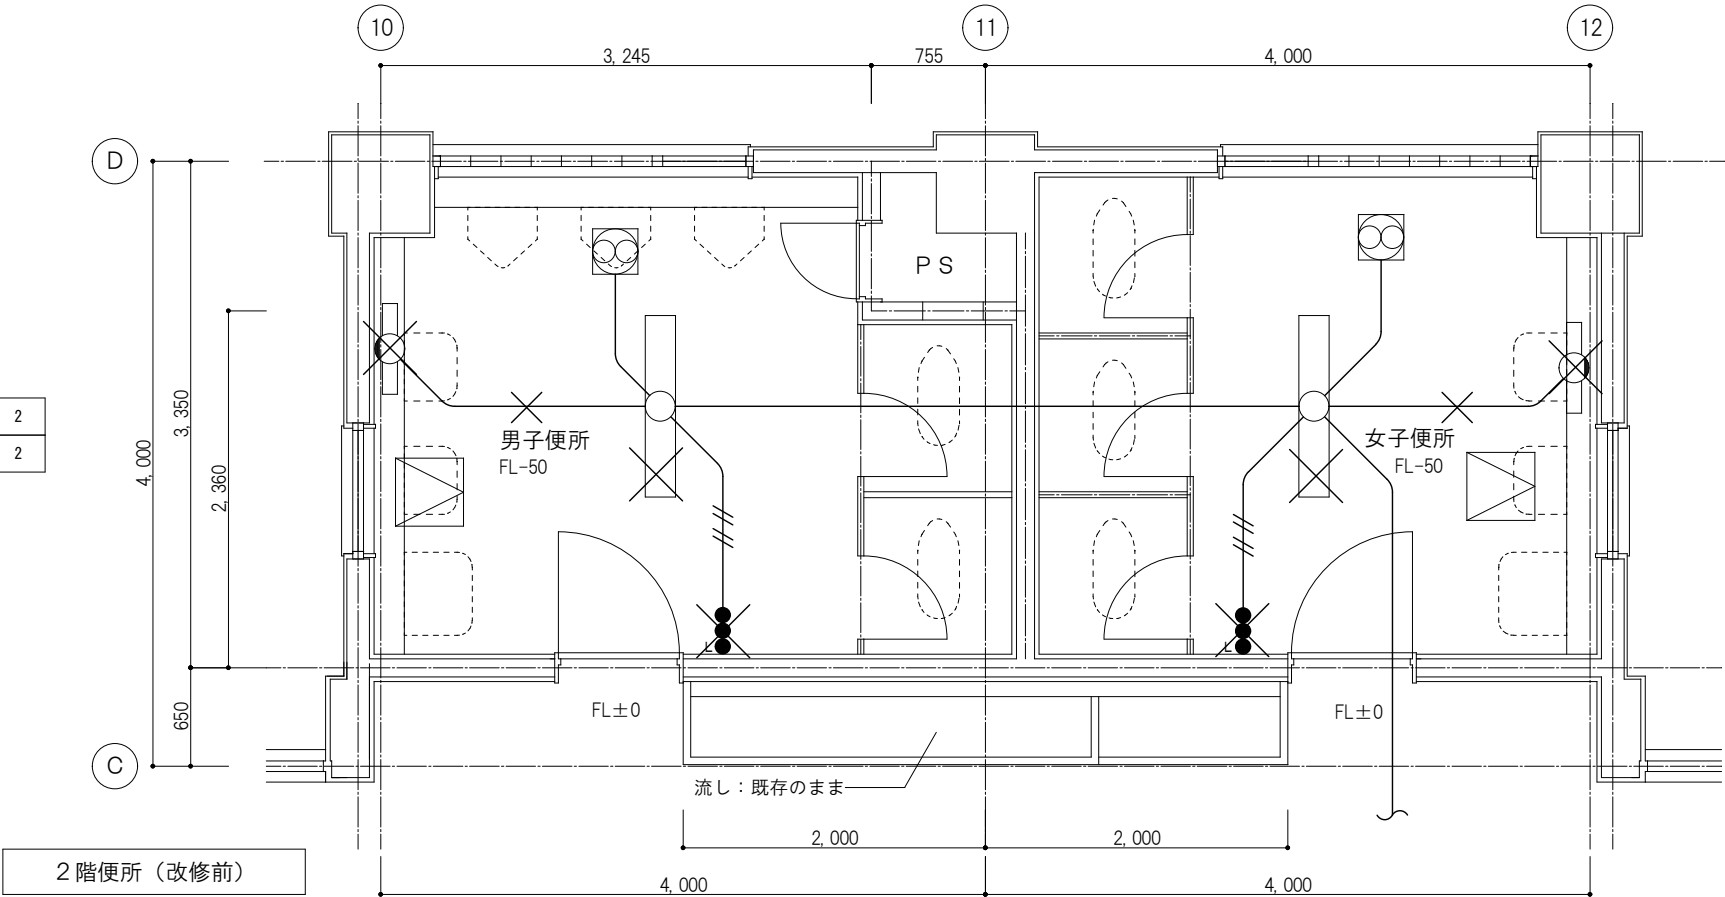

凡例			
	埋込スイッチ	1P15A+1P15APL付(換気扇用)	新金ﾌﾟﾚｰﾄ共
	埋込コンセント	2P15Ax2 接地極接地端子付	1個用スイッチボックス共 新金ﾌﾟﾚｰﾄ共
	接続ボックス	OB. 120口x44	
	ケーブル	MM1-A)	露出配管
	EM-EEF 2.0-3C		天井ころがし
	EM-EEF 2.0-3C × 2		天井ころがし
	EM-EEF 1.6-3C		天井ころがし
	換気扇	(機械設備)	
	既設天井点検口		
	新設天井点検口(建築工事)		
	既設壁貫通スリーブを示す		

・防火区画を貫通する配線は、国土交通大臣認定工法による防火区画貫通処理を行うこと。

照明器具				
	AD1203W35 相当品	ダウンライト	埋込φ100	12

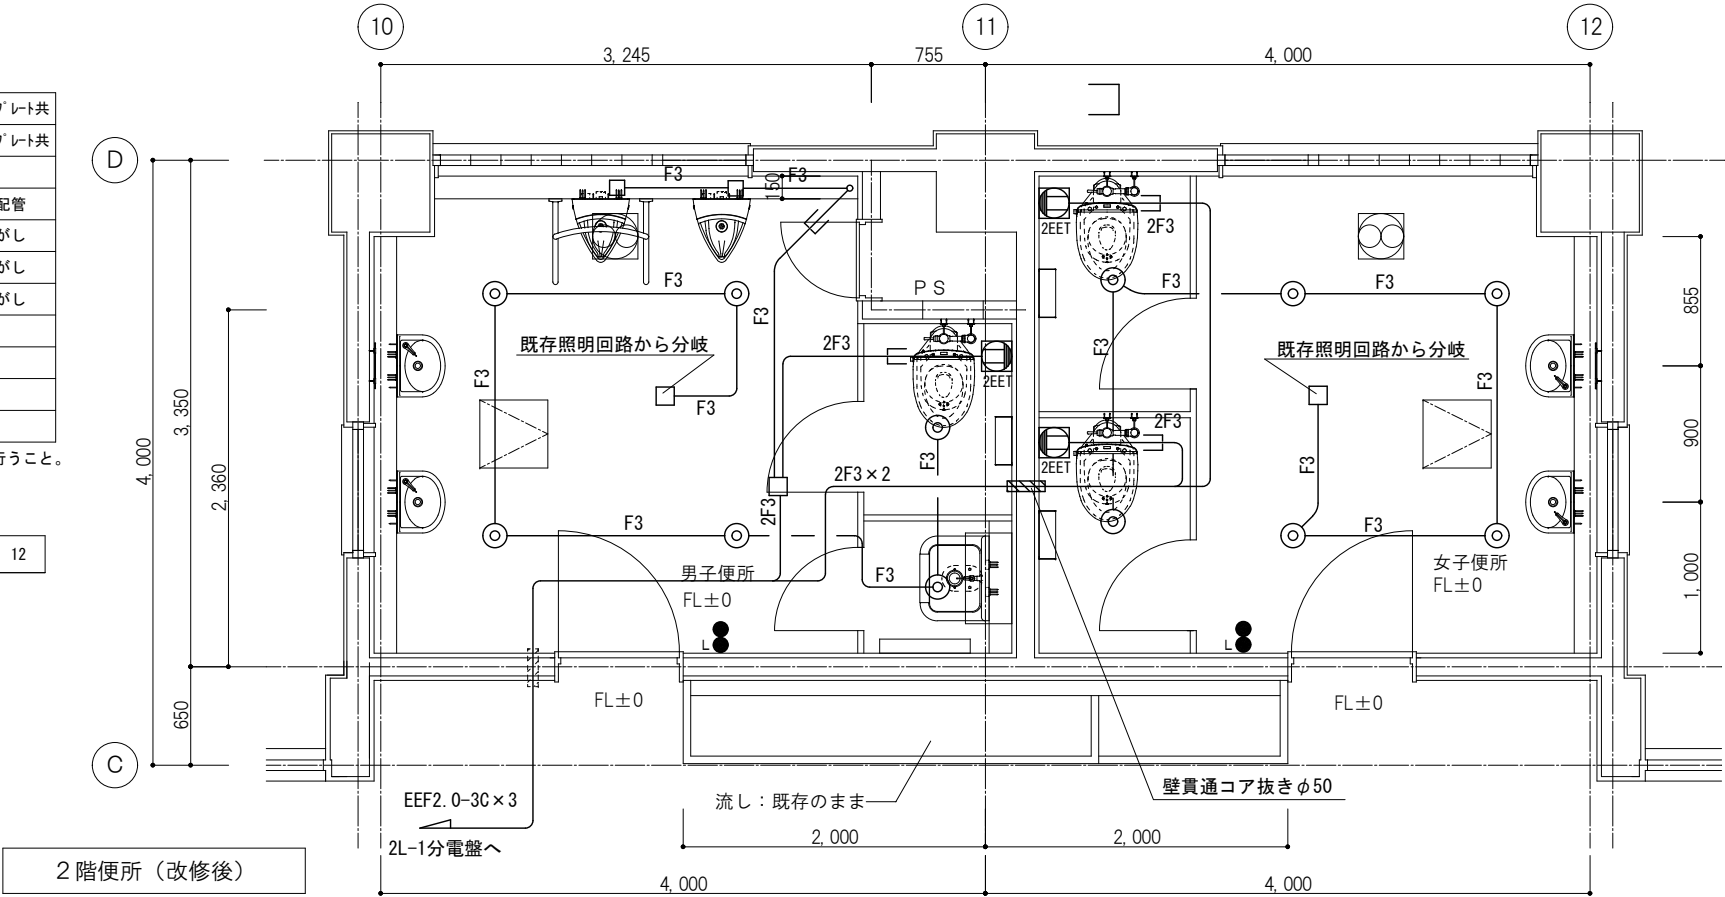

訂正	


TAKASHI HARAI ARCHITECTS
株式会社原井隆建築設計事務所
一級建築士事務所 広島県知事登録 23(1)第5582号
一級建築士 登録 第320892号 原井 隆

検図	製図
----	----

工事名称	学びの多様化学校改修工事
------	--------------


図面名称 縮尺	2階便所(トイレ改修) 電灯・コンセント設備図	図面番号 E-10
	A3判: 1/50	区分


照明器具				
	FLR40-1	直付型	W150	2
	FLR20-1	ブラケット		2

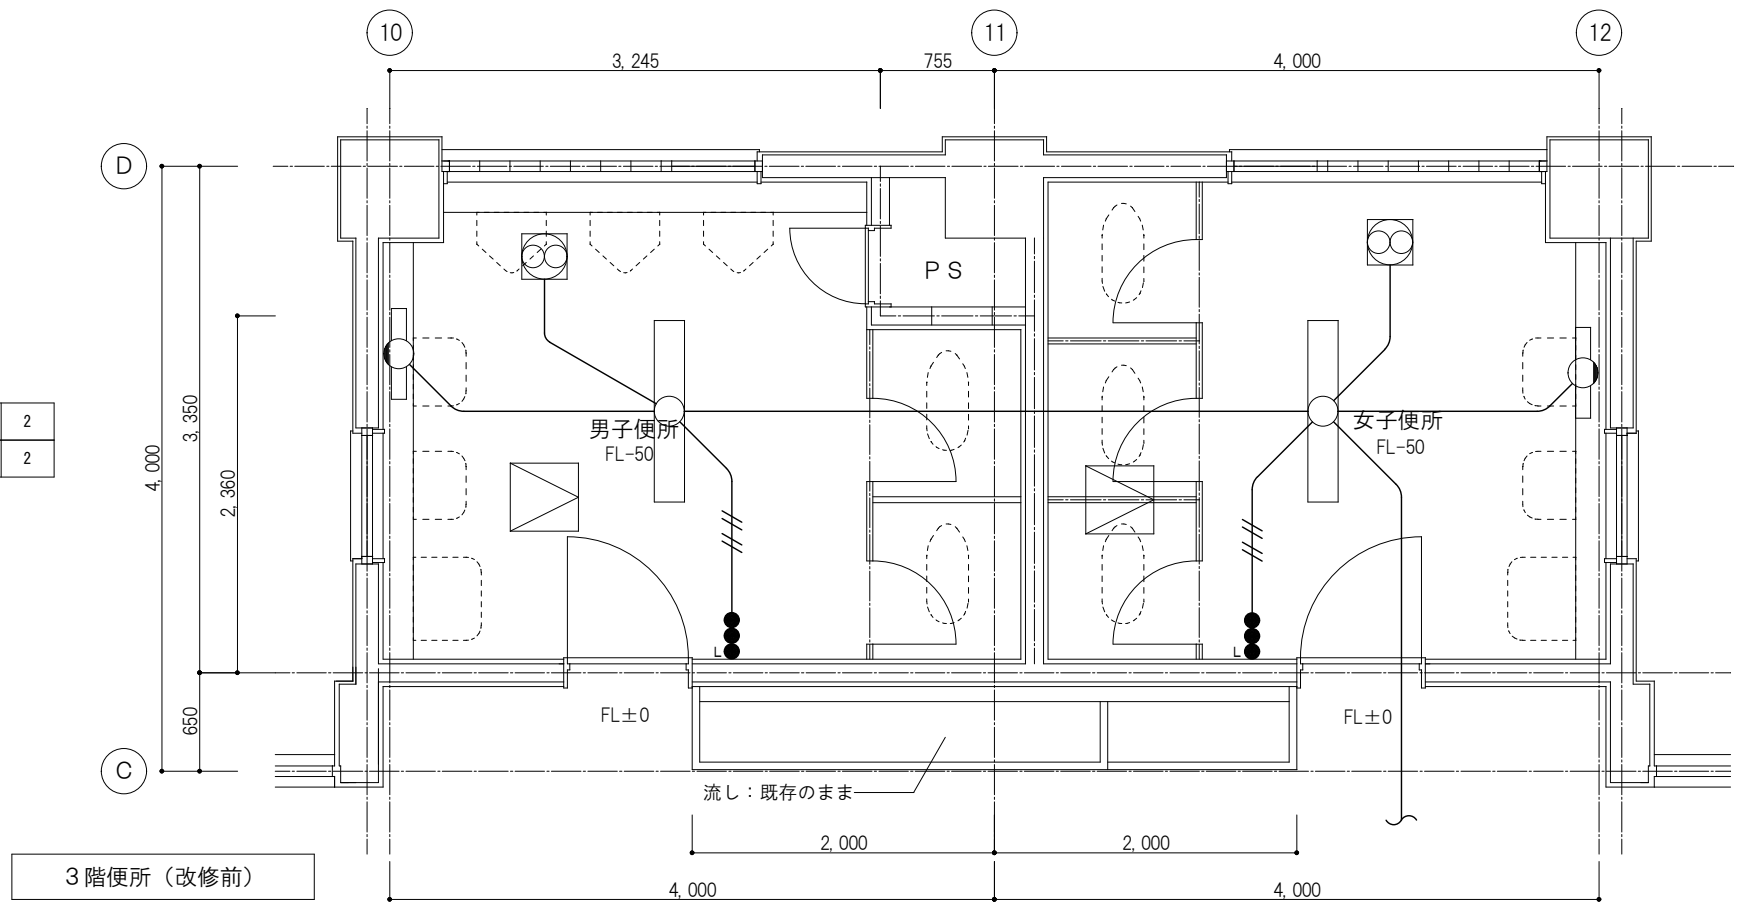

凡例	
	埋込コンセント 2P15Ax2 接地極接地端子付 1個用スイッチ付共 新金アース共
	メタルプレート (MM1-A) 露出配管
	EM-EET 2.0-3C 天井ころがし
	EM-EET 2.0-3C x 2 天井ころがし
	換気扇 (機械設備)
	既設天井点検口
	新設天井点検口 (建築工事)
	既設壁貫通スリーブを示す
	既設を示す


- ・防火区画を貫通する配線は、国土交通大臣認定工法による防火区画貫通処理を行うこと。

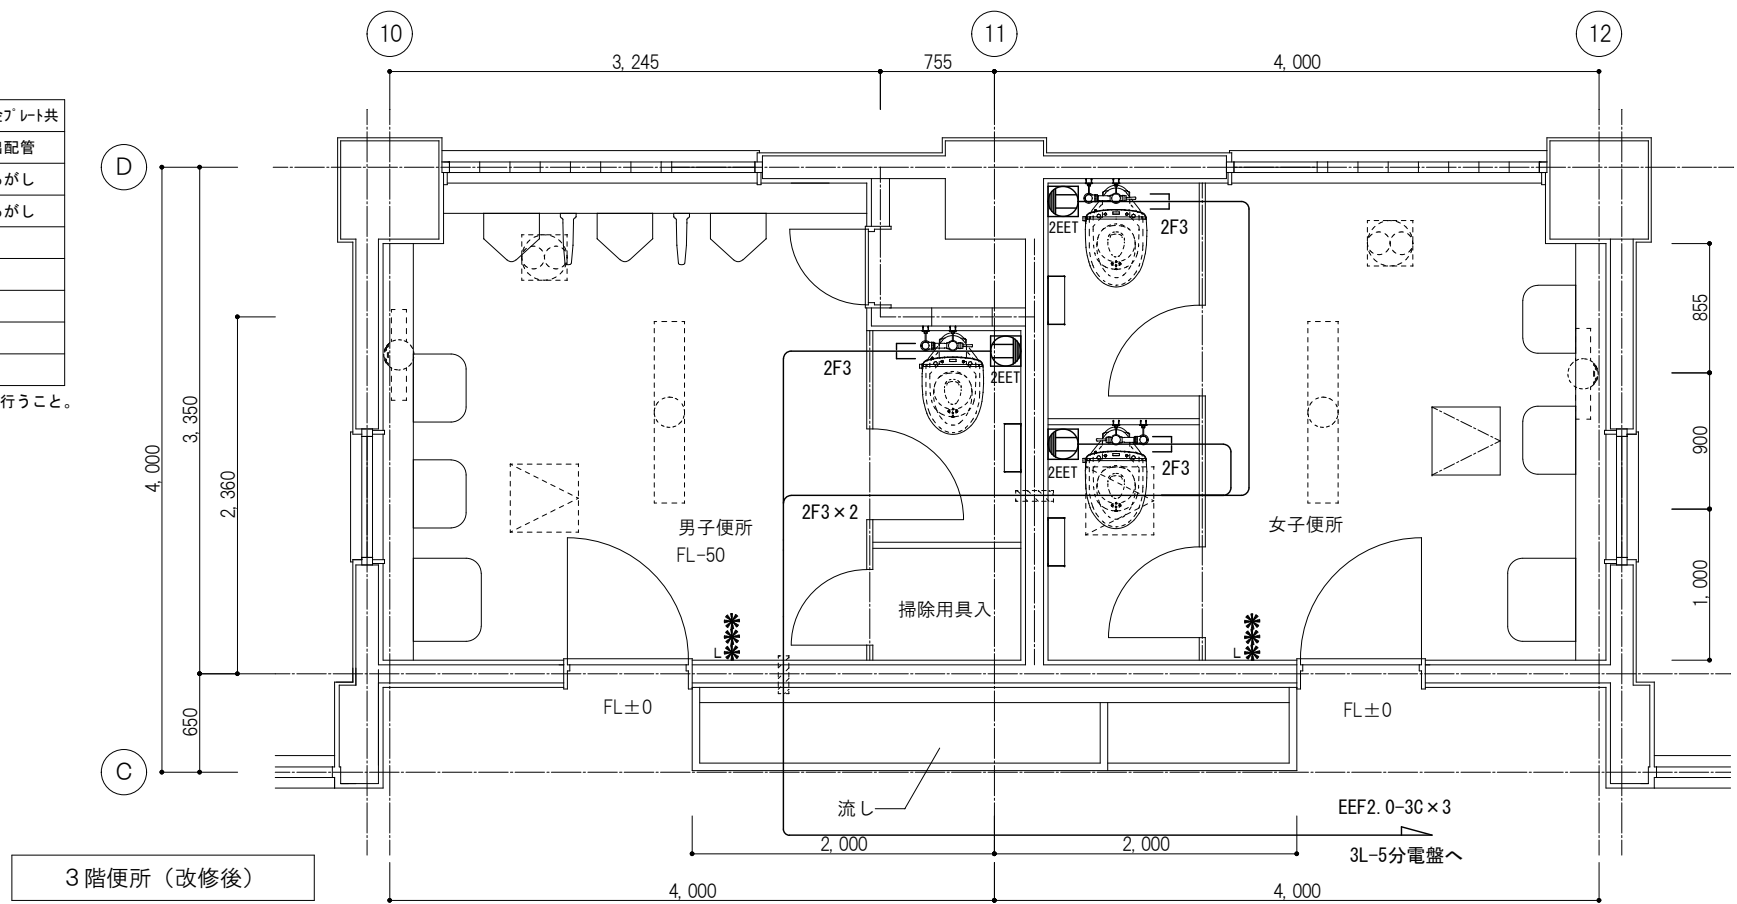

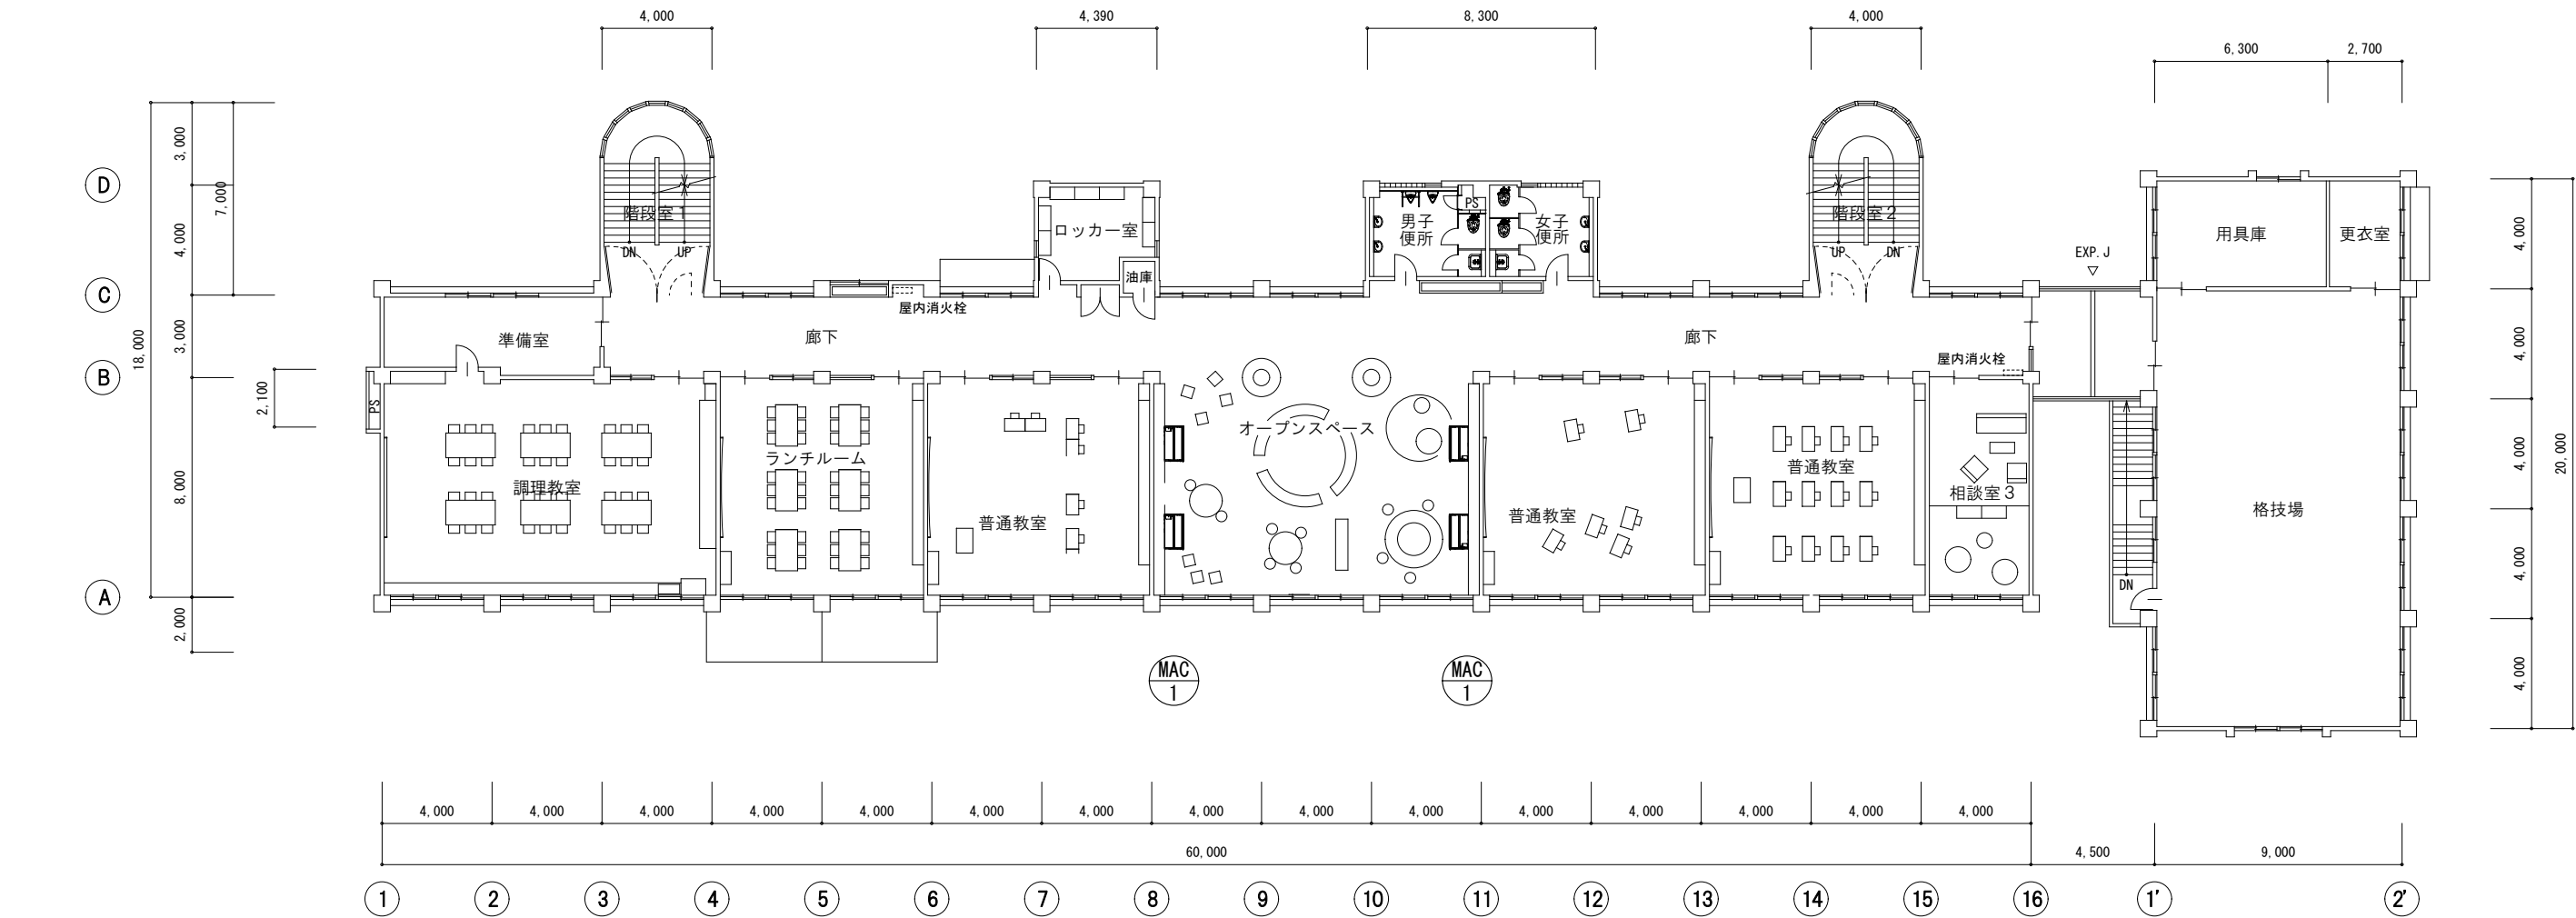

2階平面図 (改修後)



訂正		TAKASHI HARAI ARCHITECTS 株式会社原井隆建築設計事務所 一級建築士事務所 広島県知事登録 23(1)第5582号 一級建築士 登録 第320892号 原井 隆	校 図	製 図	工事名称 学びの多様化学校改修工事	図面名称 2階平面図 (空調電源)	図面番号 E-13
						縮尺 A3判: 1/250	区分

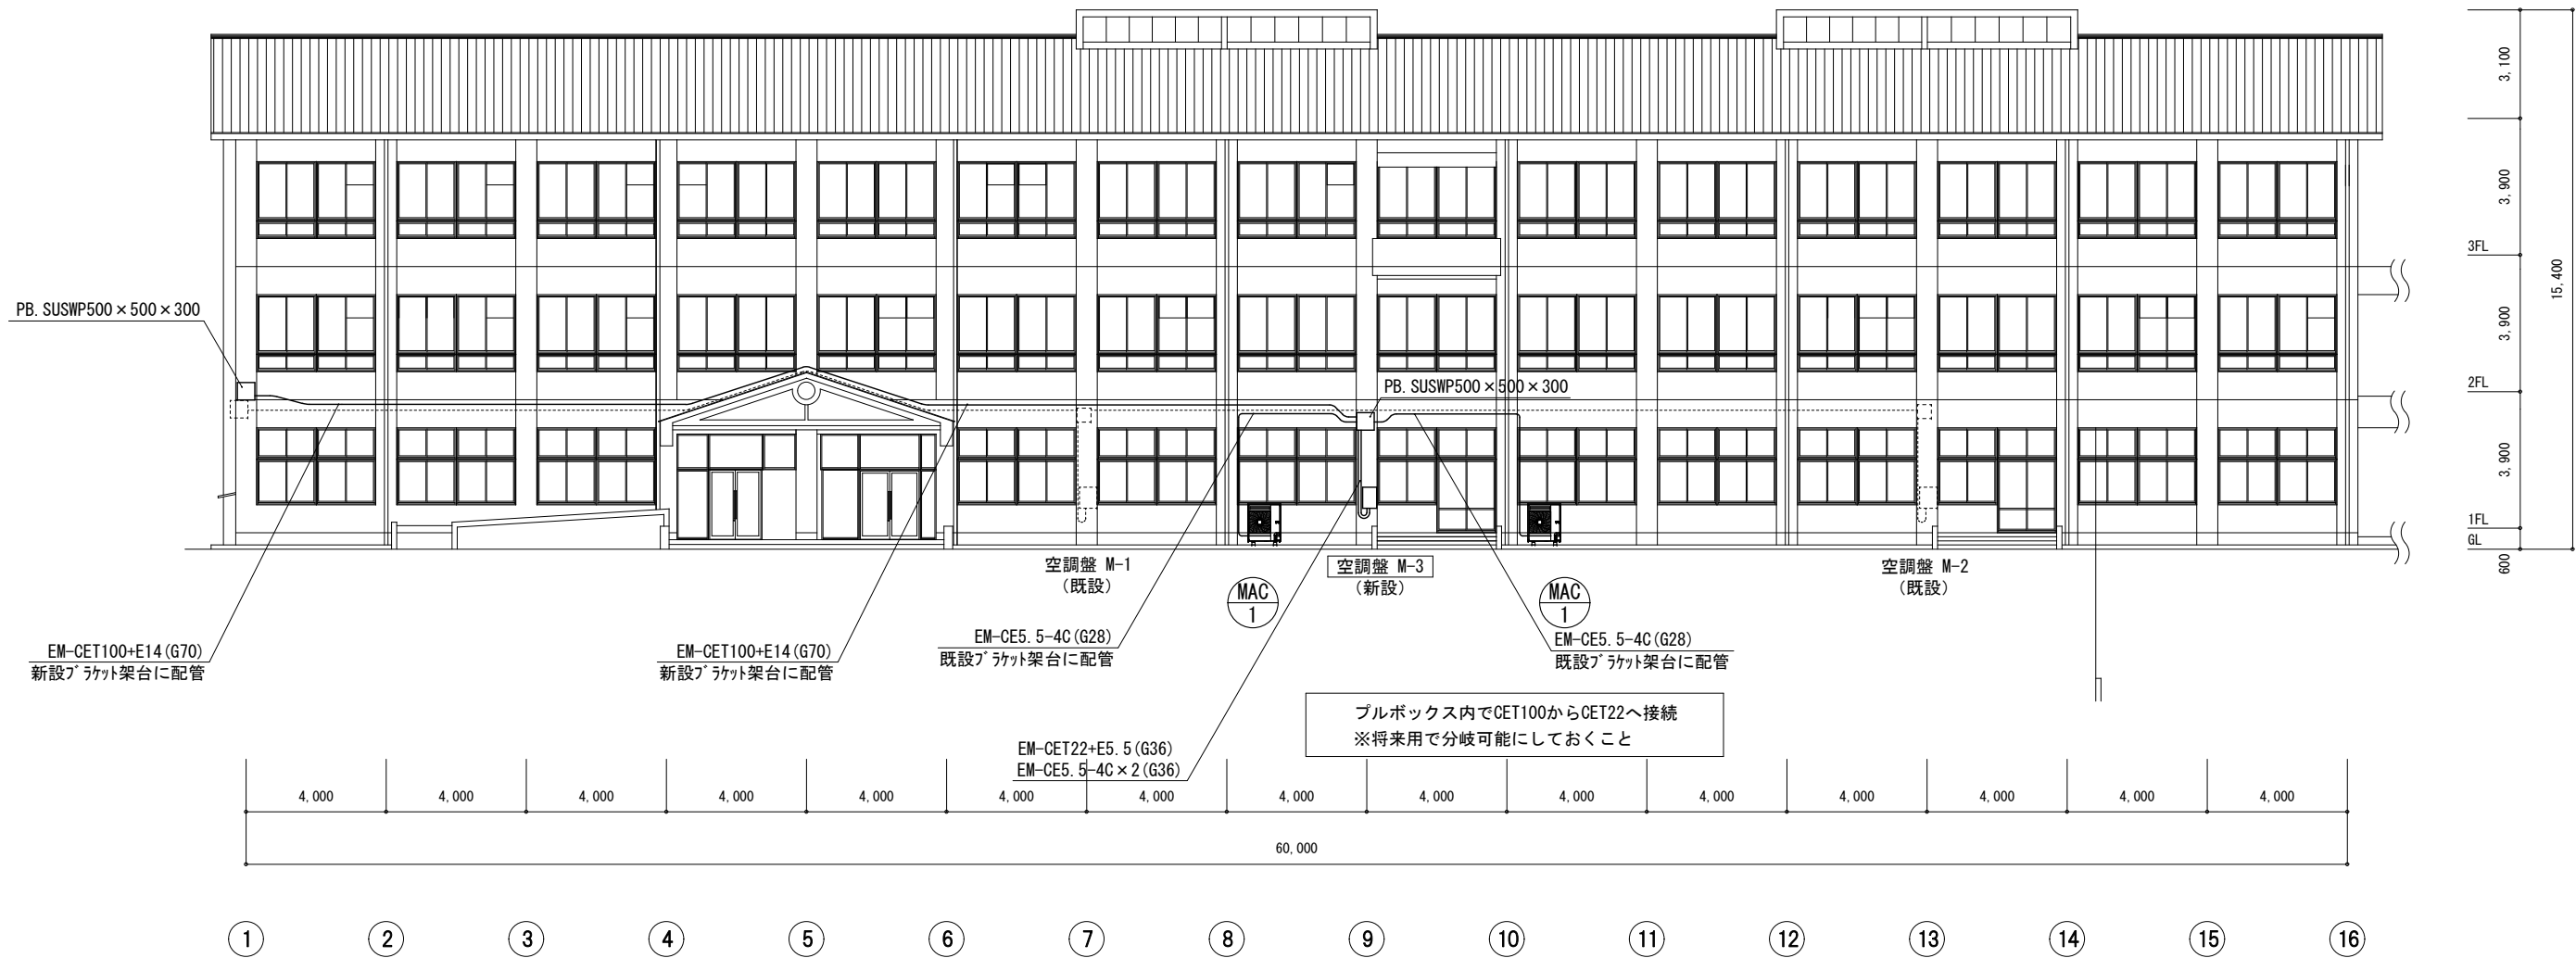

南側立面図(改修後)

特記
1. 既設電気設備を示す

訂正		TAKASHI HARAI ARCHITECTS 株式会社原井隆建築設計事務所 一級建築士事務所 広島県知事登録 23(1)第5582号 一級建築士 登録 第320892号 原井 隆	校 図	製 図	工事名称 学びの多様化学校改修工事	図面名称 立面図 (空調電源)	図面番号 E-14
						縮尺 A3判: 1/200	区分

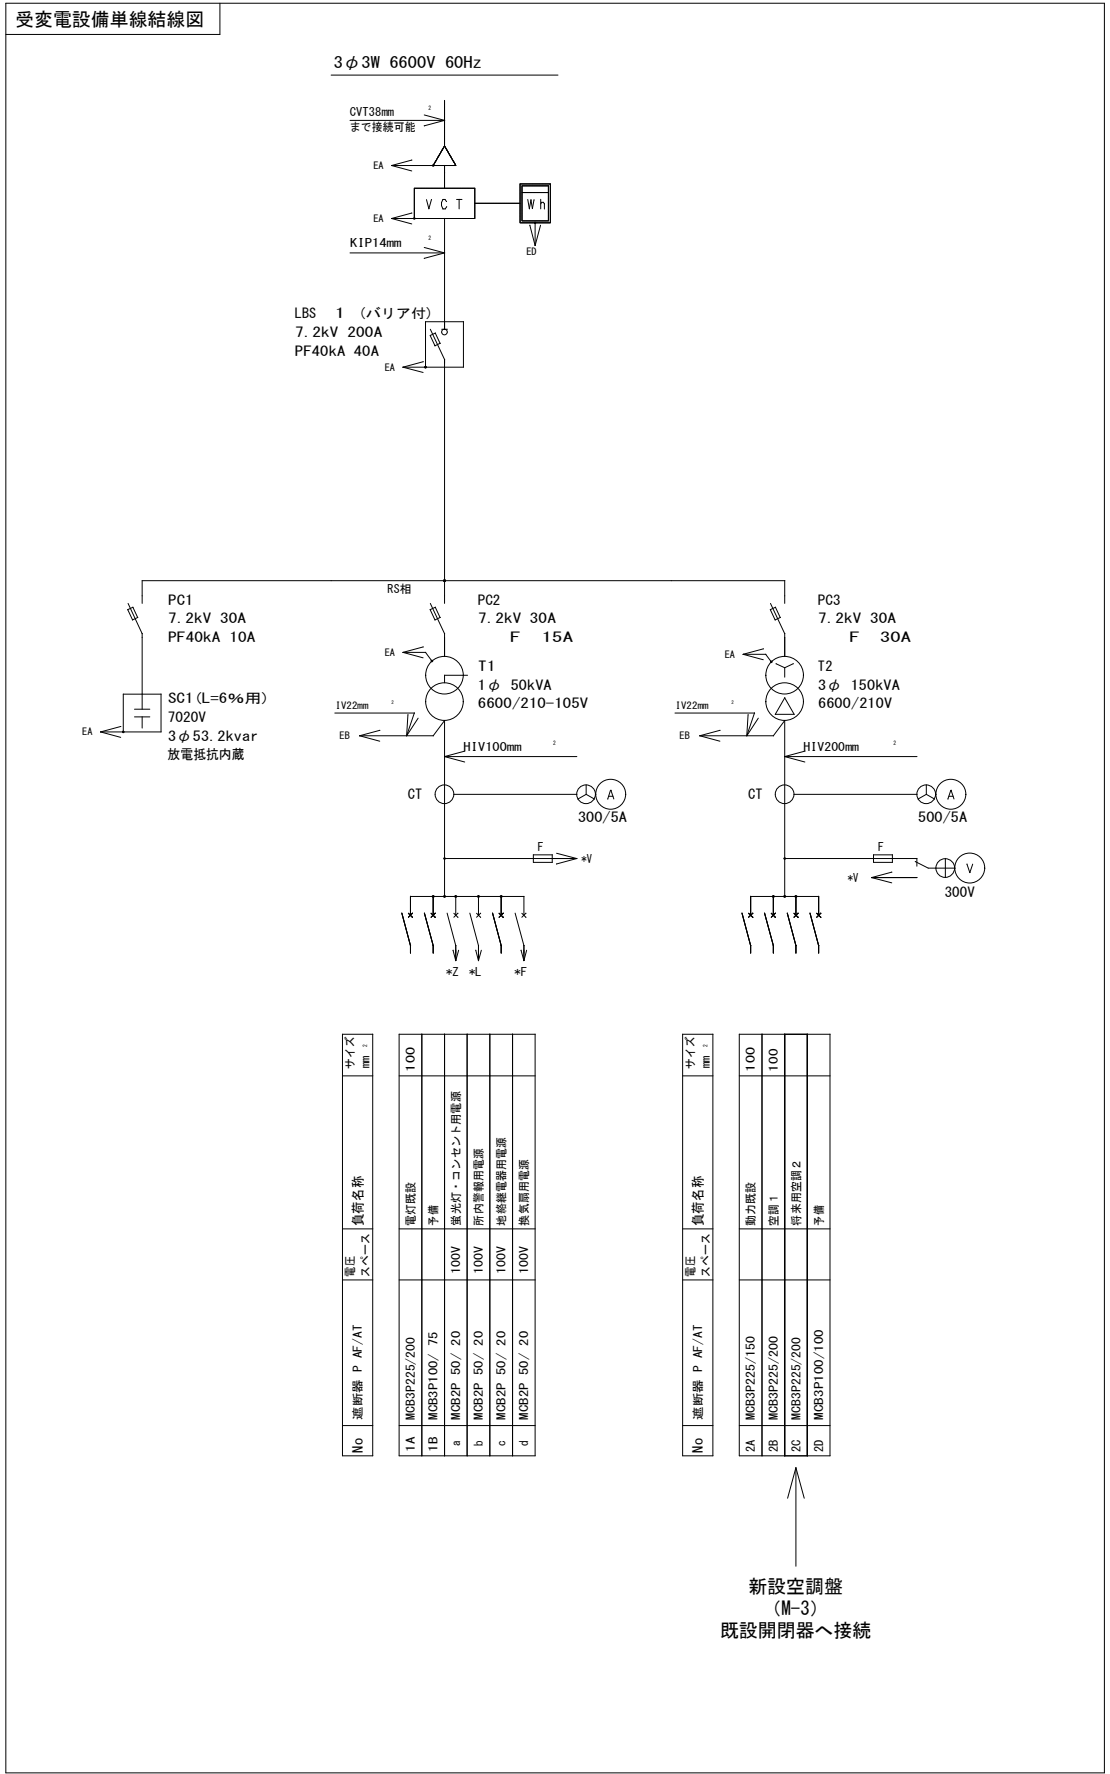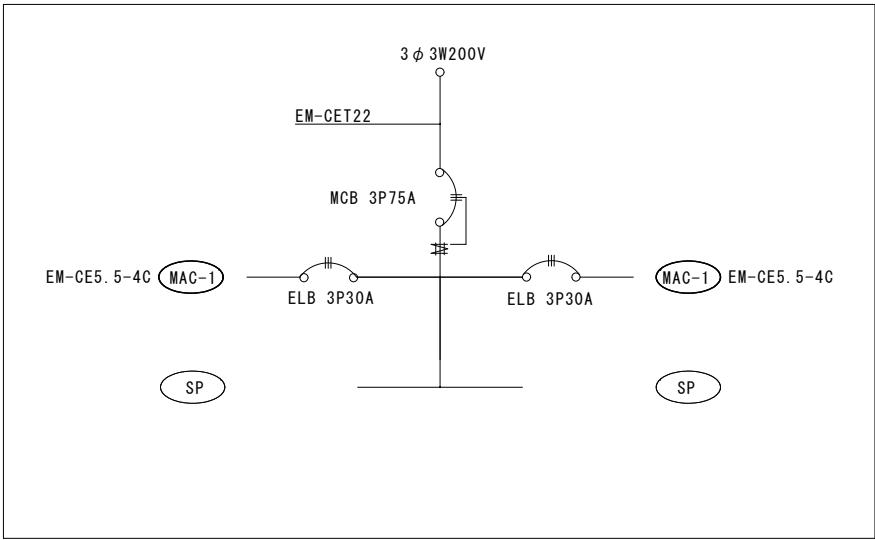[illegible]

訂正			TAKASHI HARAI ARCHITECTS 株式会社原井隆建築設計事務所 一級建築士事務所 広島県知事登録 23(1)第5582号 一級建築士 登録 第320892号 原井 隆	検 図	製 図	工事名称	図面名称 結線図(空調電源)	図面番号
						学びの多様化学校改修工事		E-15
							縮尺 A3判：N. S.	区分