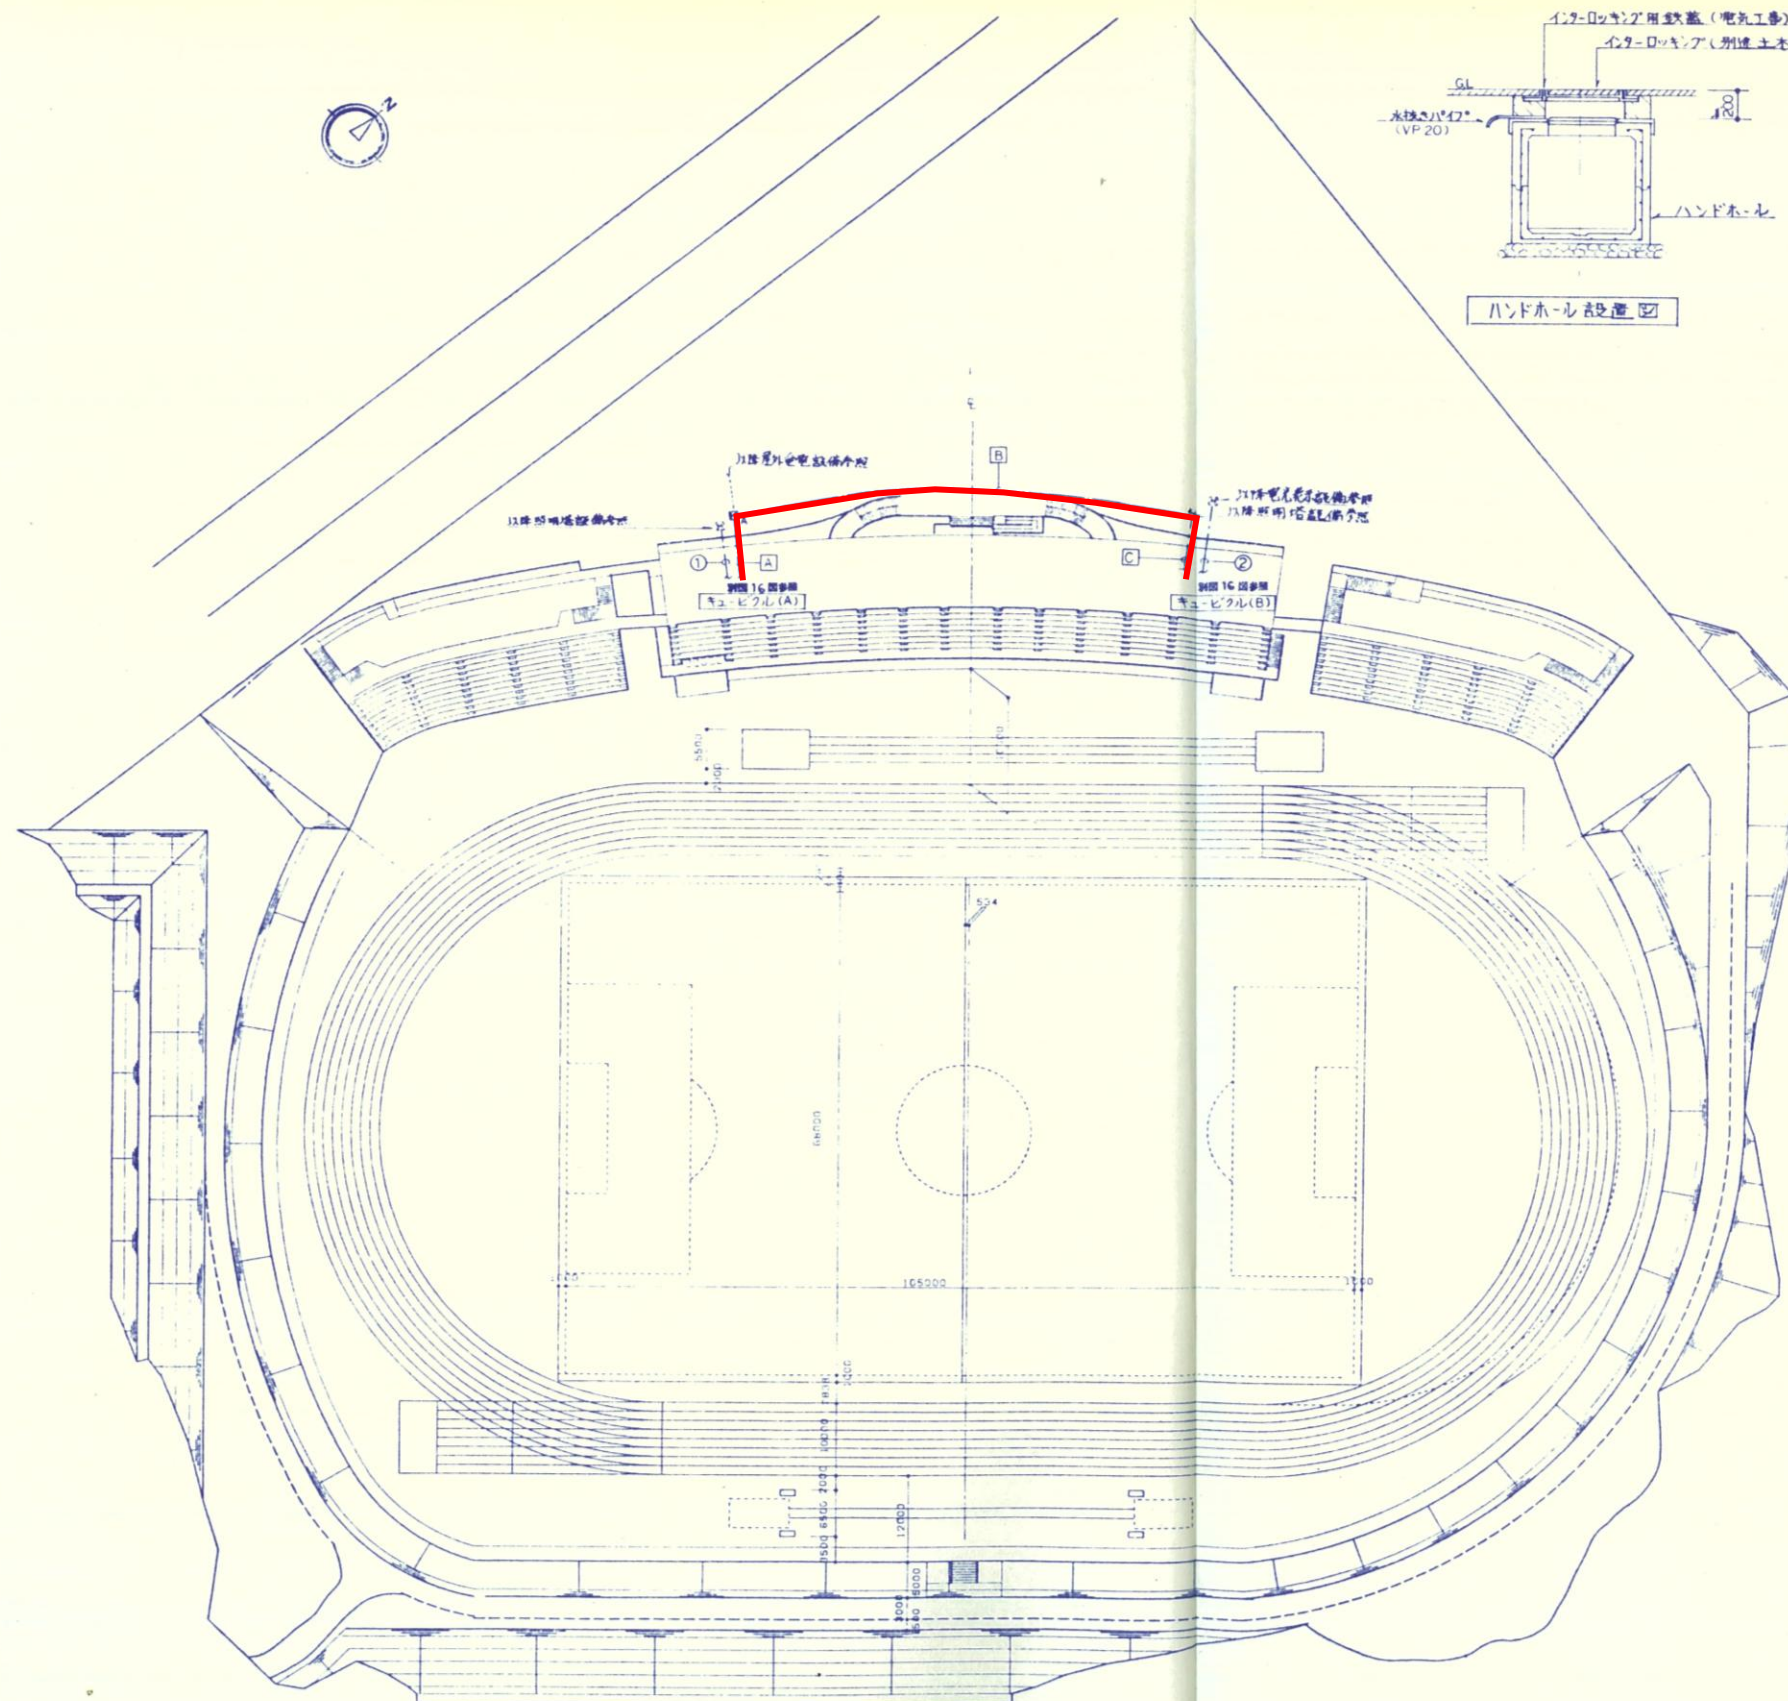


ハンドホール設置図

A	6KV CVT	38"	(FEP80)
		—	(FEP80) x 2

B	6KV CVT	38"	(FEP80)
		—	(FEP80)

C	6KV CVT	38"	(FEP80)
		—	(FEP80) x 2

①	—	(FEP28)
	—	(FEP80) x 8

②	—	(FEP28)
	—	(FEP80) x 7

特記事項

地中埋設配電管の深さは最低 GL-600mm以上
 使用 GL-300mm以上とし埋設シート(3m幅)と
 土布圧 GL-300mm、使用 GL-150mmを逐次
 埋設すること。

特記事項

図A ハンドホール H29-R2K-90 (化粧蓋750°付)

配置図 1:500

工事名称	みよし運動公園陸上競技場 メインスタンド電気設備工事		
図面名称	構内配電線路 設備図		
図面番号	35 - 5	縮尺	1:500
設計者	加藤 氏		

みよし運動公園PAS新設・高圧ケーブル更新工事

幹線設備工事 陸上競技場構内配電線図